




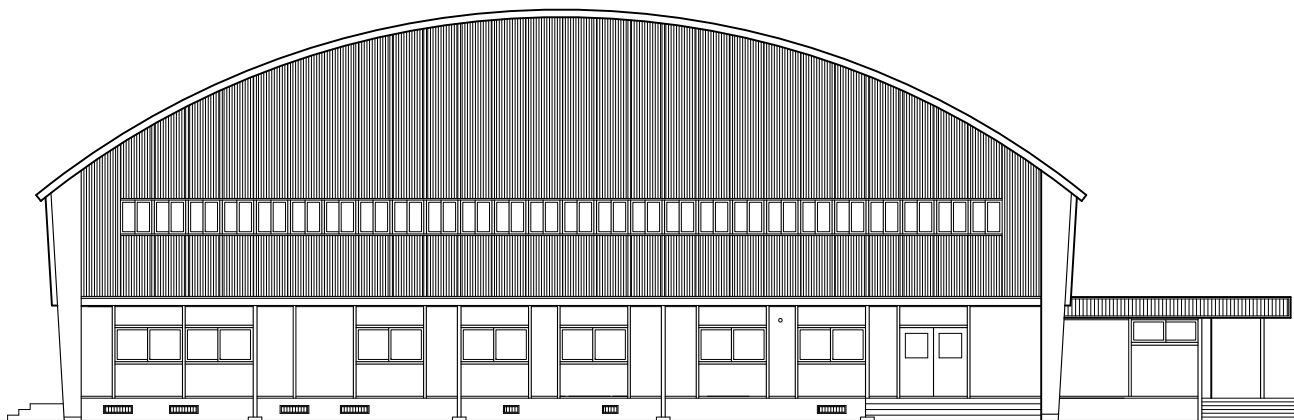


西立面図 S=1/200

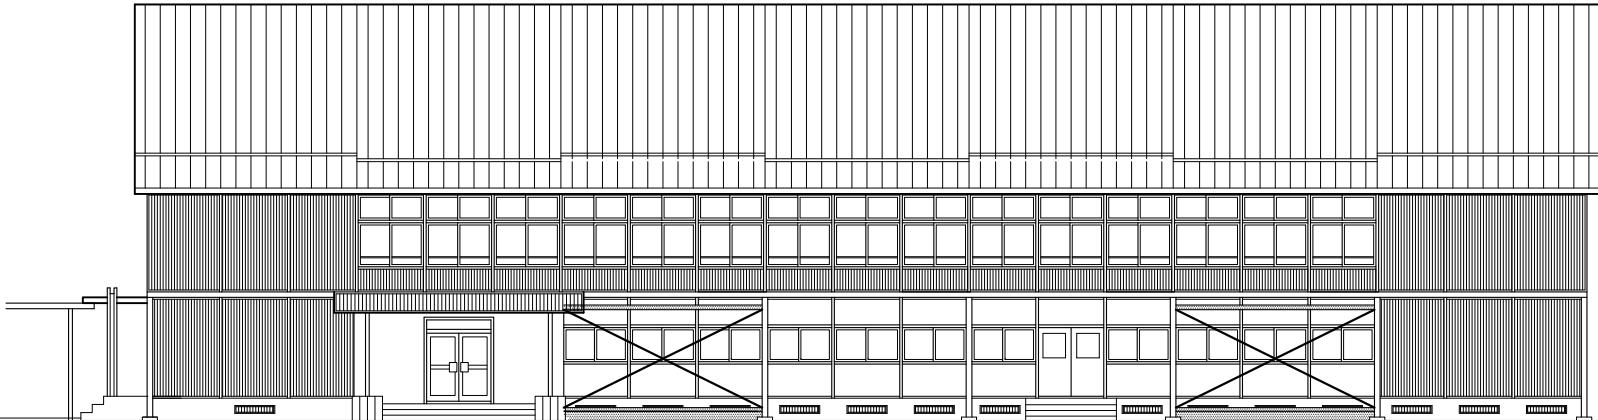

南立面図 S=1/200

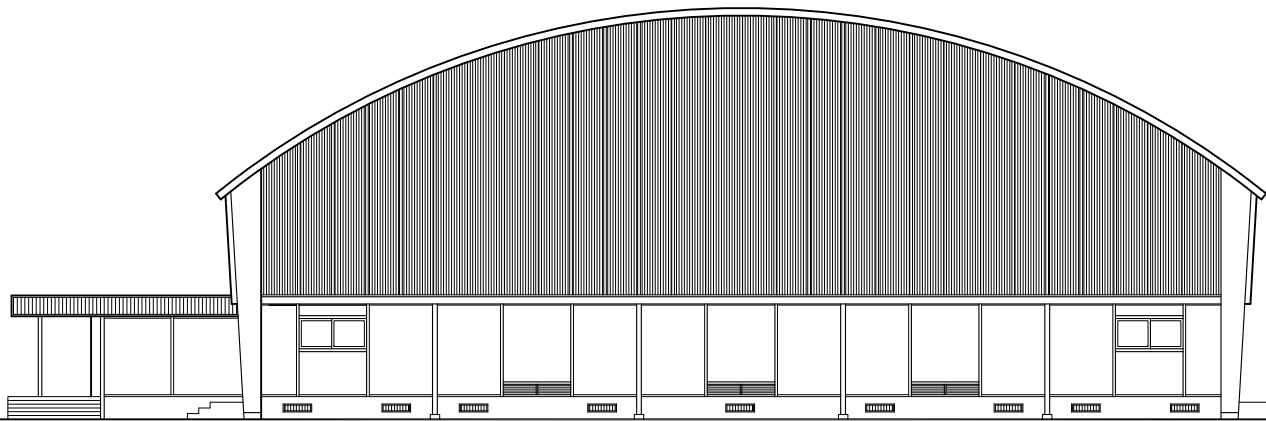

東立面図 S=1/200


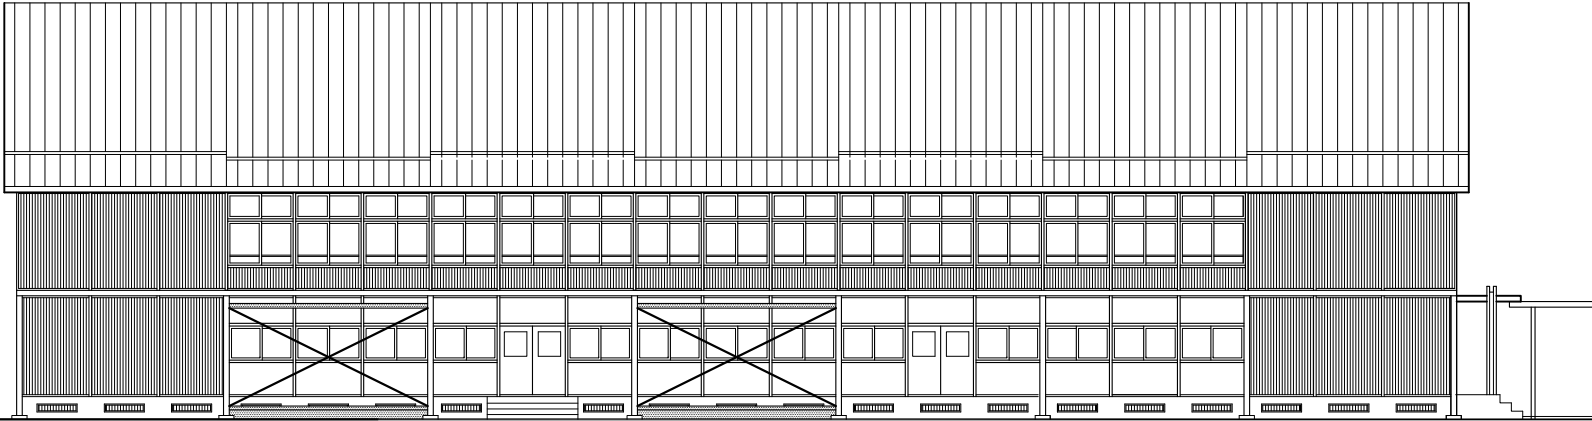


北立面図 S=1/200


外貼：日射調整フィルム貼（リンテックZC05G同等品）
内貼：日射調整フィルム貼（リンテックZC05G-NX同等品）
※北側を除くガラス面

	南側	東側	西側
外部足場	-	-	-
内部足場	-	-	-
貼箇所	内貼	-	外貼
格子脱着	○	-	-
既存フィルム剥離	-	-	-

工 事 名		No.		管理建築士	
益子町立中学校体育館空調設備設置工事		06066		古澤 康夫	
図 名	立面図（田野中学校）	設計	R07.02.28	一級建築士登録番号 223925号	
		縮尺	A1:1/100, A3:1/200	従事する建築士	
		図面No.	aA-05	一級建築士登録番号	
代表取締役		三 栄 富男		一級建築士登録番号 89479号	
本 社		栃木県宇都宮市大曾1丁目5番8号		TEL 028-(622) 8928	
承 配		機 関		従事する建築士	
				一級建築士登録番号	

  


工事名	益子町立中学校体育館空調設備設置工事		No.		管理建築士 古澤 康夫	
図名	断面詳細図（田野中学校）		敷計		一般建築士登録番号 223925号	
			縮尺		従事する建築士	
			図面No.		一般建築士登録番号	
株式会社 フケタ設計			承認	検	従事する建築士	
代表取締役 三楽 富男 一般建築士登録番号 89479号					一般建築士登録番号	
本社 熊本県宇都宮市大宮1丁目5番8号 TEL 028(822)8928					号	

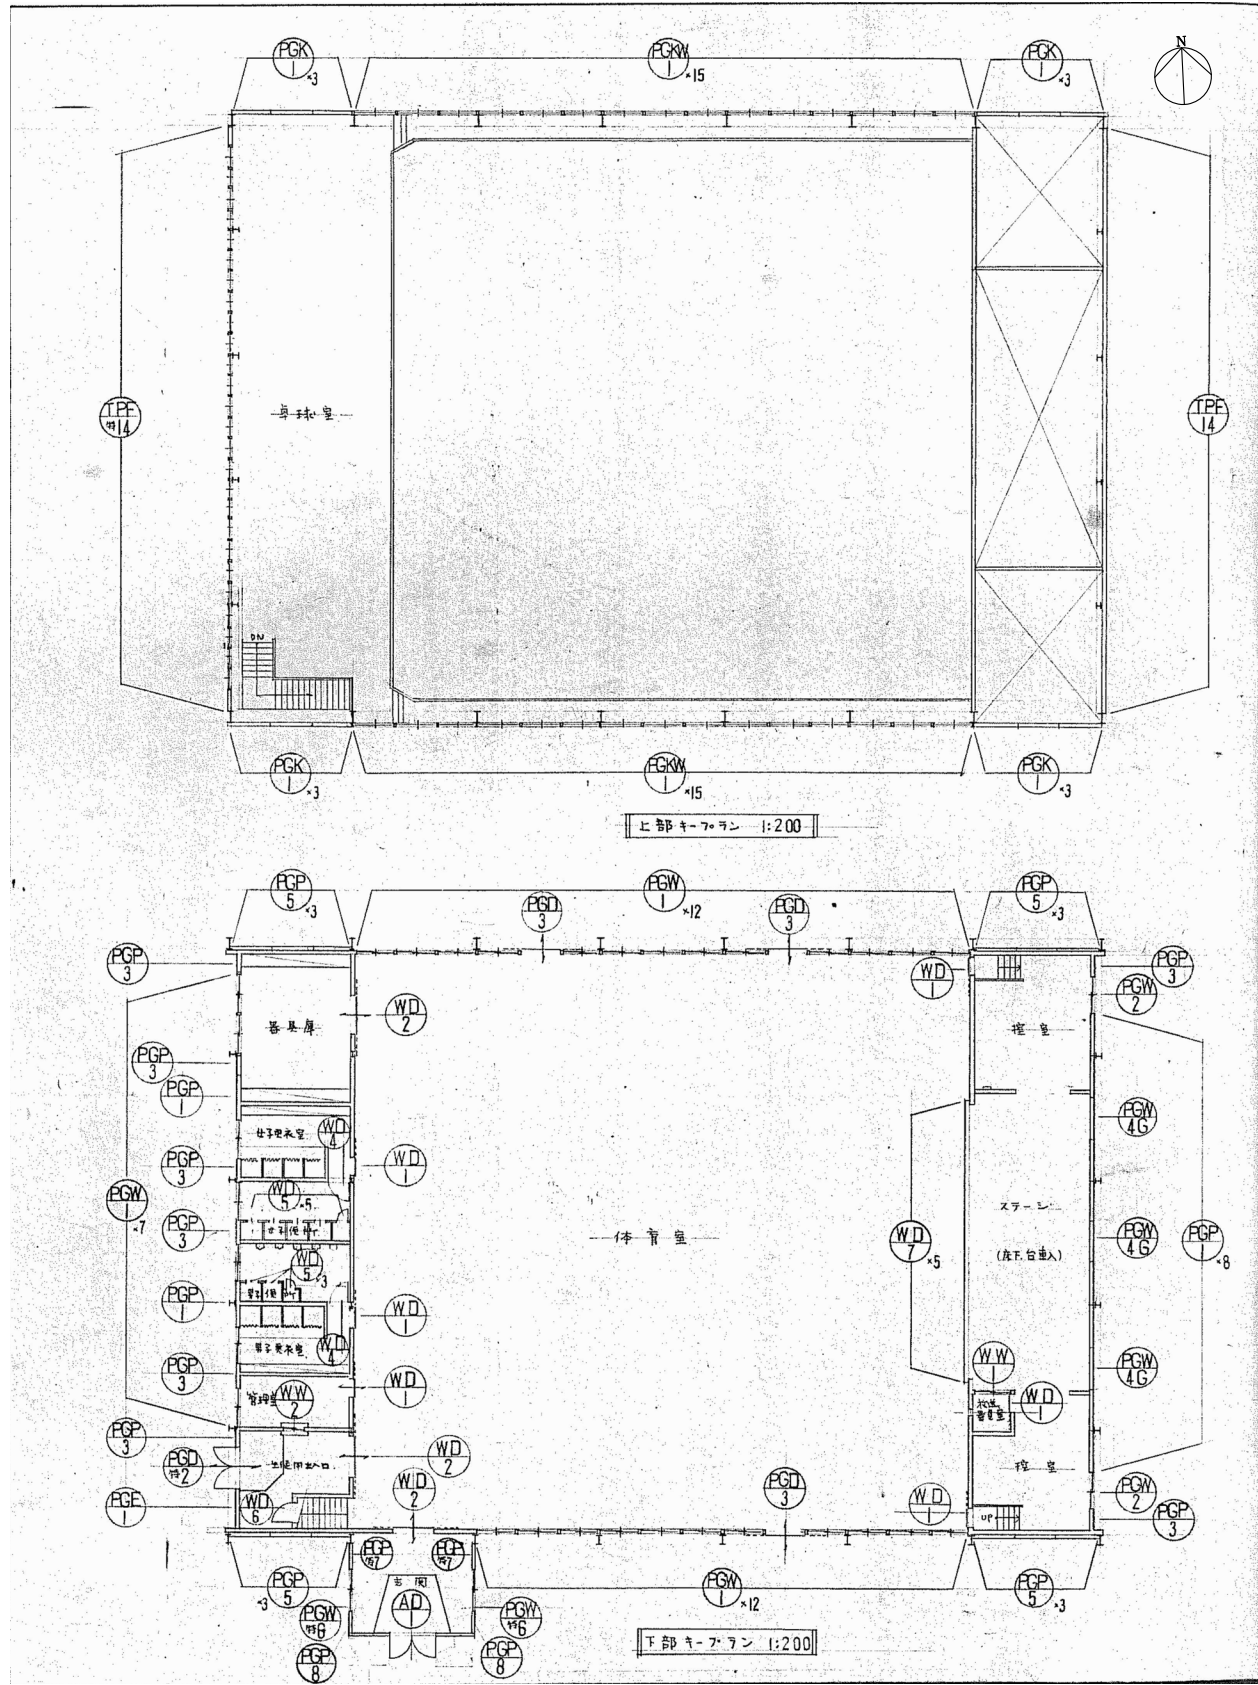

記号・名称	WD 1 木製引戸	WD 2 木製引戸	WD 3 木製引戸
場所・数量	更衣室 便所 36	更衣室 便所 36	更衣室 便所 36
見方	見方	見方	見方
材質・塗装	木製 OP	木製 OP	木製 OP
断り	断り	断り	断り
附属金物	引手 底車 敷居 2ベリ	全 左	全 左
形状			
記号・名称	WD 4 木製片開戸	WD 5 木製片開戸	WD 6 木製片開戸
場所・数量	更衣室 2	更衣室 8	更衣室 1
見方	見方	見方	見方
材質・塗装	木製 OP	木製 OP	木製 OP
断り	断り	断り	断り
附属金物	握玉 T番	握玉付表示錠 T番	モノロック T番
形状			
記号・名称	WW 1 木製引違い窓	WW 2 玄関カウンター	
場所・数量	更衣室 36	管理室 1	
見方	見方	見方	
材質・塗装	木製 OP	磨キガラス 5mm	
断り	遮断ガラス 3mm	ステンレス 錠	
附属金物	引手 ネット 戸車		
形状			



記号名称 PGP 1 下部壁パネル	記号名称 PGP 3 下部壁パネル	記号名称 PGP 5 下部カバーパネル	記号名称 PGP 6 下部カバーパネル	記号名称 PGP 7 下部壁パネル	記号名称 PGP 8 下部壁パネル	記号名称 PGE 1 下部内灯パネル	記号名称 PGE 2 下部内灯パネル	記号名称 PGE 3 下部内灯パネル
場所数量 見込 材割違 断子 附属金物	場所数量 見込 材割違 断子 附属金物	場所数量 見込 材割違 断子 附属金物	場所数量 見込 材割違 断子 附属金物	場所数量 見込 材割違 断子 附属金物	場所数量 見込 材割違 断子 附属金物	場所数量 見込 材割違 断子 附属金物	場所数量 見込 材割違 断子 附属金物	場所数量 見込 材割違 断子 附属金物
形状	形状	形状	形状	形状	形状	形状	形状	形状
記号名称 PGE 4 下部内灯パネル	記号名称 PGD 2 面南扉付パネル	記号名称 PGD 3 引分扉付パネル	記号名称 PGD 4 下部面南扉付パネル	記号名称 AD 1 引分サッシミドアー	記号名称 PGW 1 下部窓付パネル	記号名称 PGW 2 下部窓付パネル	記号名称 PGW 3 下部掃出し窓付パネル	記号名称 PGW 4G 下部ガラリ付パネル
場所数量 見込 材割違 断子 附属金物	場所数量 見込 材割違 断子 附属金物	場所数量 見込 材割違 断子 附属金物	場所数量 見込 材割違 断子 附属金物	場所数量 見込 材割違 断子 附属金物	場所数量 見込 材割違 断子 附属金物	場所数量 見込 材割違 断子 附属金物	場所数量 見込 材割違 断子 附属金物	場所数量 見込 材割違 断子 附属金物
形状	形状	形状	形状	形状	形状	形状	形状	形状
記号名称 PGW 5 下部掃出し窓付パネル	記号名称 PGW 6 下部窓付パネル	記号名称 PGP 7 下部壁パネル	記号名称 PGK 1 上部壁パネル	記号名称 PGK 2 上部壁パネル	記号名称 PGKW 1 上部窓付パネル	記号名称 PGKW 3 上部窓付パネル	記号名称 TPF 14 上部壁パネル	記号名称 TPF 14 上部壁パネル
場所数量 見込 材割違 断子 附属金物	場所数量 見込 材割違 断子 附属金物	場所数量 見込 材割違 断子 附属金物	場所数量 見込 材割違 断子 附属金物	場所数量 見込 材割違 断子 附属金物	場所数量 見込 材割違 断子 附属金物	場所数量 見込 材割違 断子 附属金物	場所数量 見込 材割違 断子 附属金物	場所数量 見込 材割違 断子 附属金物
形状	形状	形状	形状	形状	形状	形状	形状	形状

工事名 益子町立中学校体育館空調設備設置工事	N. 06066	管理建築士 古澤 康夫
図名 建具表 (田野中学校)	設計 R07.02.28	一級建築士登録番号 223925号
株式会社 フクタ設計	縮尺 A1:1/50, A3:1/100	一級建築士登録番号
代表取締役 三梁 富男	図面N. aA-08	一級建築士登録番号
本社 栃木県宇都宮市大宮1丁目5番8号	TEL 028-622-8928	一級建築士登録番号

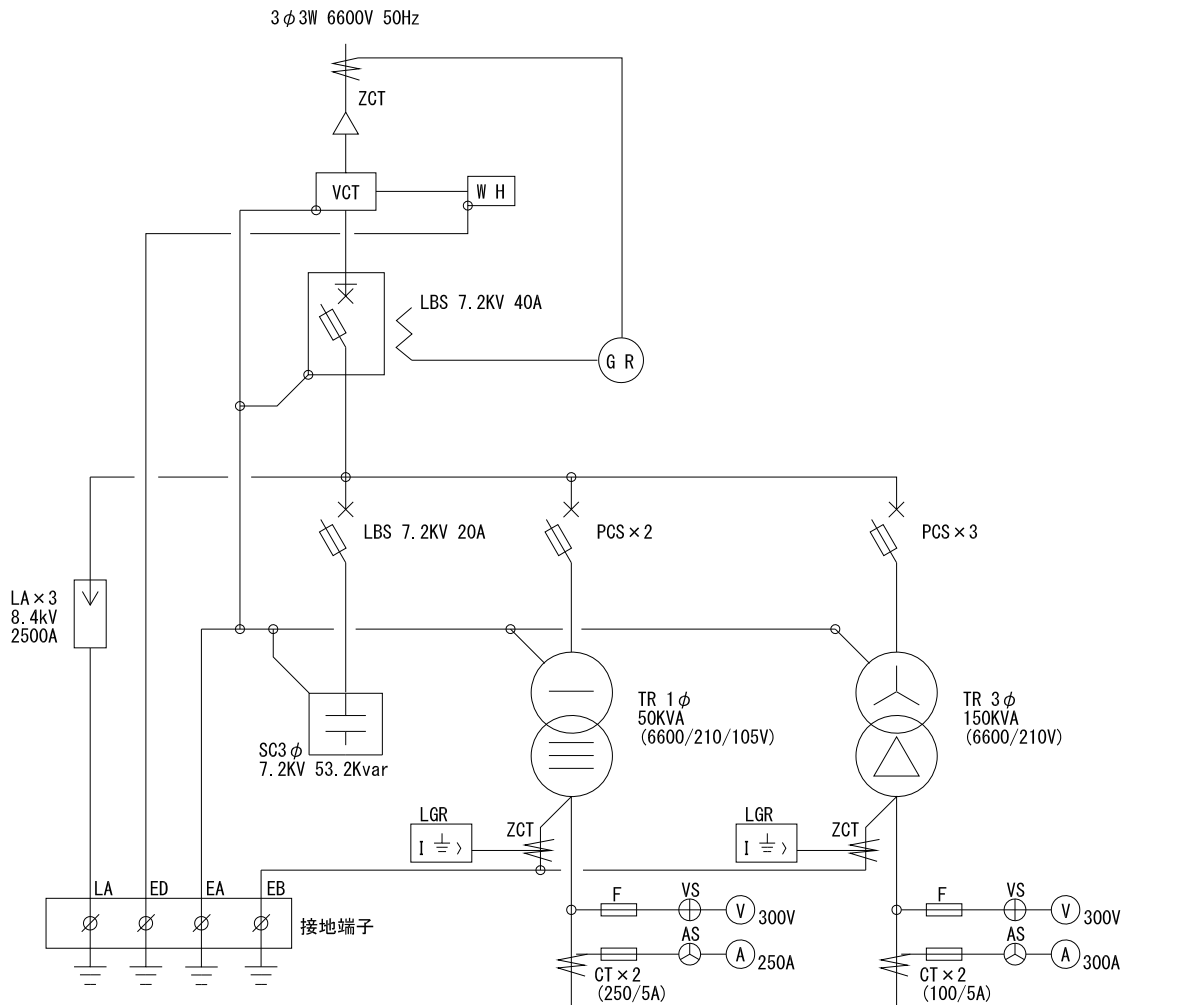

幹線No	負 荷 名 称	容量	幹線サイズ	配電盤主幹開閉器 MCB P AF AT
	体育館			MCB3P250AF/125AT
	既設校舎			MCB3P250AF/125AT
	1 階			MCB3P250AF/125AT
	2、3 階			MCB3P250AF/125AT
	武道館			MCB3P125AF/100AT
	技術教室			MCB3P125AF/75AT
	ﾌﾞｰﾙ電灯			MCB3P63AF/30AT
	予備			MCB2P63AF/20AT
	予備			MCB2P63AF/20AT
	盤内電源			MCB2P63AF/20AT
	継電器電源			MCB2P63AF/20AT
	ｺﾝﾃﾞﾝｻﾀ保護電源			MCB2P63AF/20AT




	P-2			MCB3P250AF/200AT
	ｲ7ｺﾝ			MCB3P125AF/100AT
	技術教室			MCB3P125AF/75AT
	ﾌﾞｰﾙ			MCB3P125AF/75AT
	P-1			MCB3P125AF/75AT
	P-3			MCB3P125AF/50AT
	配膳室			MCB3P63AF/50AT
	ﾎﾞﾝﾌﾞ室盤			MCB3P63AF/50AT
	浄化槽盤			MCB3P63AF/30AT
	体育館消火栓ﾎﾞﾝﾌﾞ			MCB3P63AF/30AT

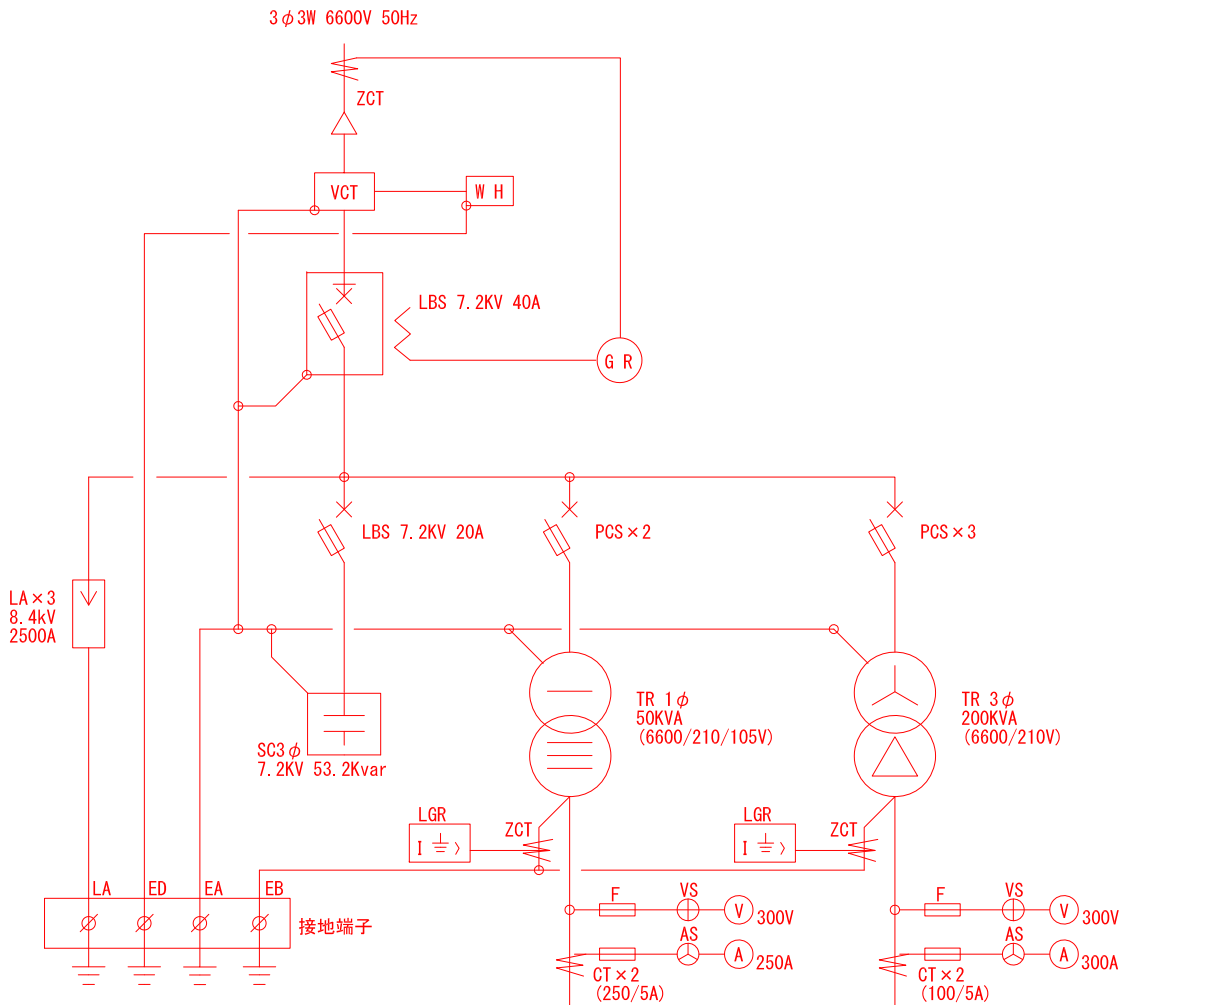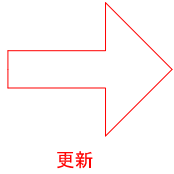

幹線No	負 荷 名 称	容量	幹線サイズ	配電盤主幹開閉器 MCB P AF AT
	体育館			MCB3P250AF/125AT
	既設校舎			MCB3P250AF/125AT
	1 階			MCB3P250AF/125AT
	2、3 階			MCB3P250AF/125AT
	武道館			MCB3P125AF/100AT
	技術教室			MCB3P125AF/75AT
	ﾌﾞｰﾙ電灯			MCB3P63AF/30AT
	予備			MCB2P63AF/20AT
	予備			MCB2P63AF/20AT
	盤内電源			MCB2P63AF/20AT
	継電器電源			MCB2P63AF/20AT
	ｺﾝﾃﾞﾝｻﾀ保護電源			MCB2P63AF/20AT


	P-2			MCB3P250AF/200AT
	ｲ7ｺﾝ			MCB3P125AF/100AT
	技術教室			MCB3P125AF/75AT
	ﾌﾞｰﾙ			MCB3P125AF/75AT
	P-1			MCB3P125AF/75AT
	P-3			MCB3P125AF/50AT
	配膳室			MCB3P63AF/50AT
	ﾎﾞﾝﾌﾞ室盤			MCB3P63AF/50AT
	浄化槽盤			MCB3P63AF/30AT
	体育館消火栓ﾎﾞﾝﾌﾞ			MCB3P63AF/30AT
	体空-1 (体育館空調)			MCB3P125AF/100AT

工 事 名 益子町立中学校体育館空調設備設置工事		N o . 0 6 0 6 6	管理建築士 古 澤 康 夫
図 名 受変電設備結線図 (田野中学校)		設計 R07.02.28	一級建築士登録番号 2 2 3 9 2 5 号
株式会社 フケタ設計		縮尺 A1:1/100, A3:1/200	従事する建築士
代表取締役 三 梁 富男		図面 N o . aE-0 1	一級建築士登録番号
本 社 栃木県宇都宮市大宮 1 丁目 5 番 8 号 TEL 028-(622) 8928		承 担 者	従事する建築士
		機 関	一級建築士登録番号

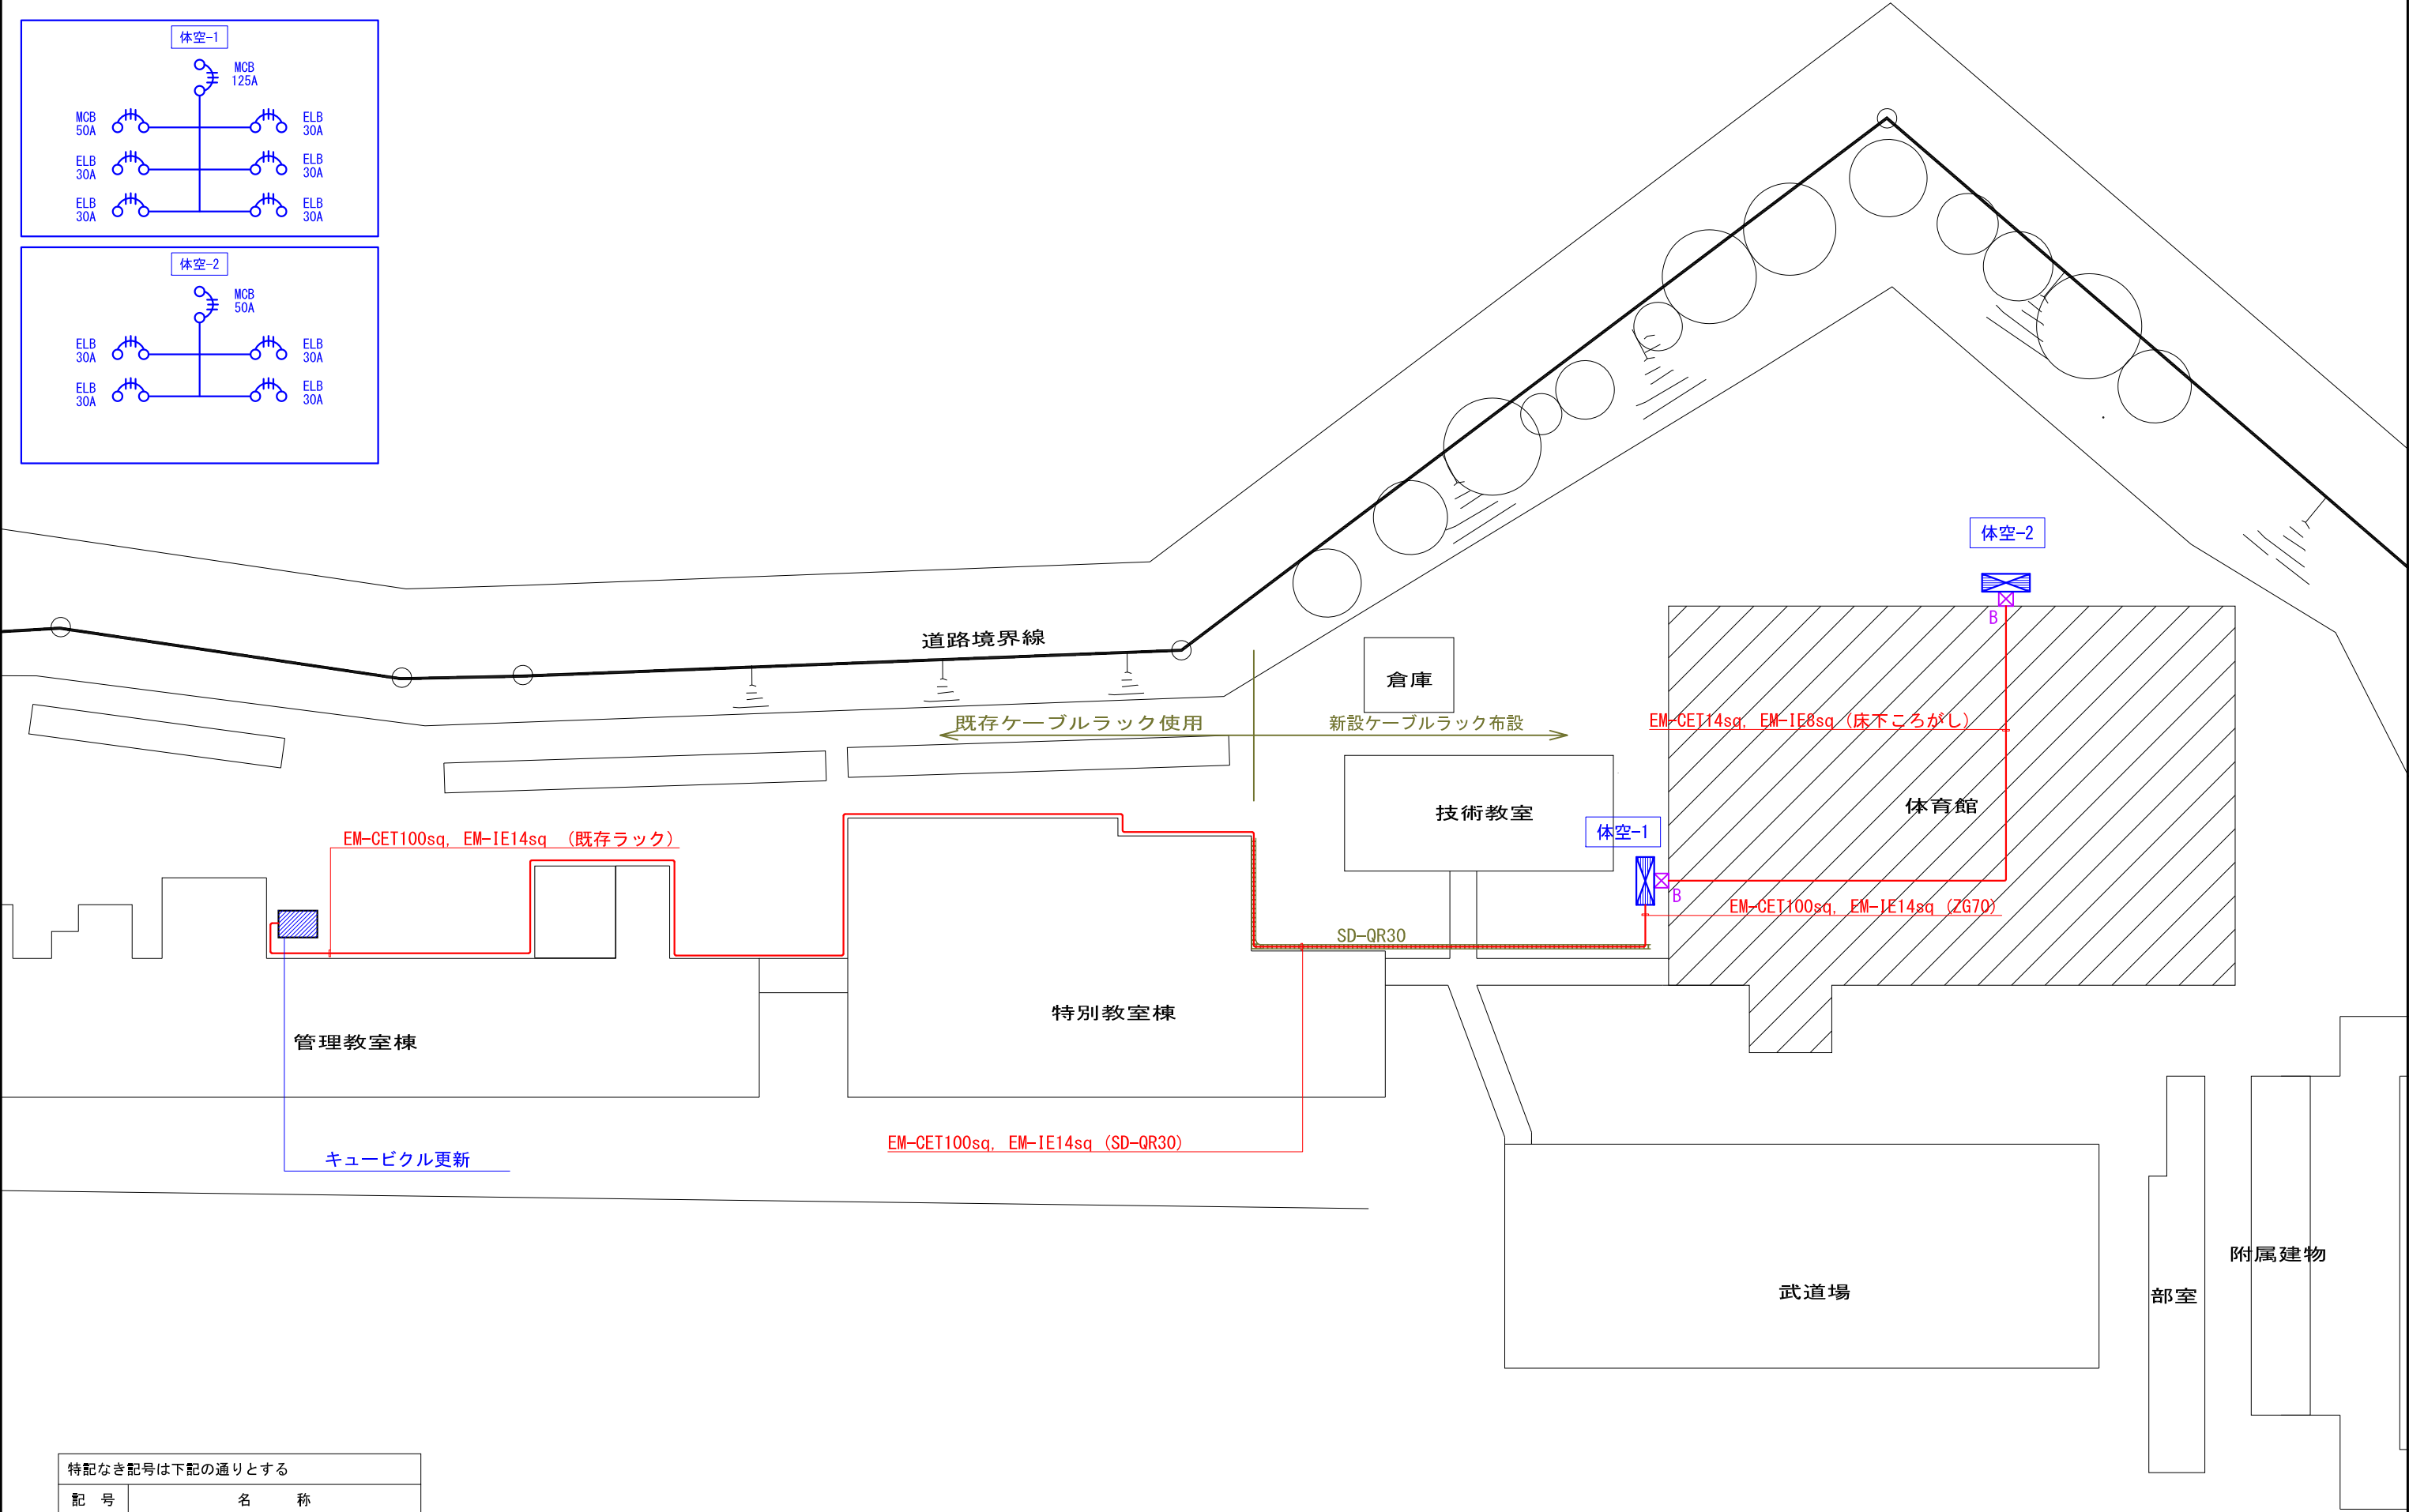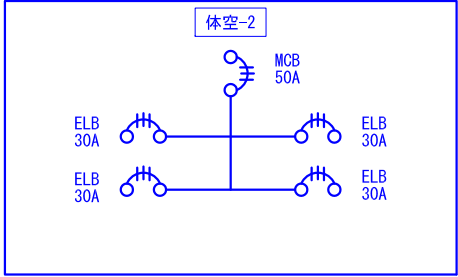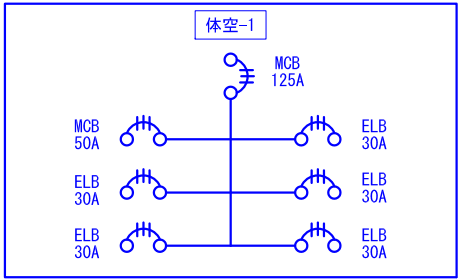

特記なき記号は下記の通りとする	
記 号	名 称
☒ B	ブルボックス (SUS WP) 300×300×200

工 事 名 益子町立中学校体育館空調設備設置工事		N o . 0 6 0 6 6	管理建築士 古 澤 康 夫
図 名 幹線設備平面図 (田野中学校)		設計 R07.02.28	一級建築士登録番号 223925号
株式会社 フケタ設計		縮尺 A1:1/200, A3:1/400	従事する建築士
代表取締役 三 梁 富 男 一般建築士登録番号 89479号		図面 N o . aE-02	一級建築士登録番号
本 社 栃木県宇都宮市大宮1丁目5番8号 TEL 028-(622)8928		承 担 者	従事する建築士
		機 関	一級建築士登録番号

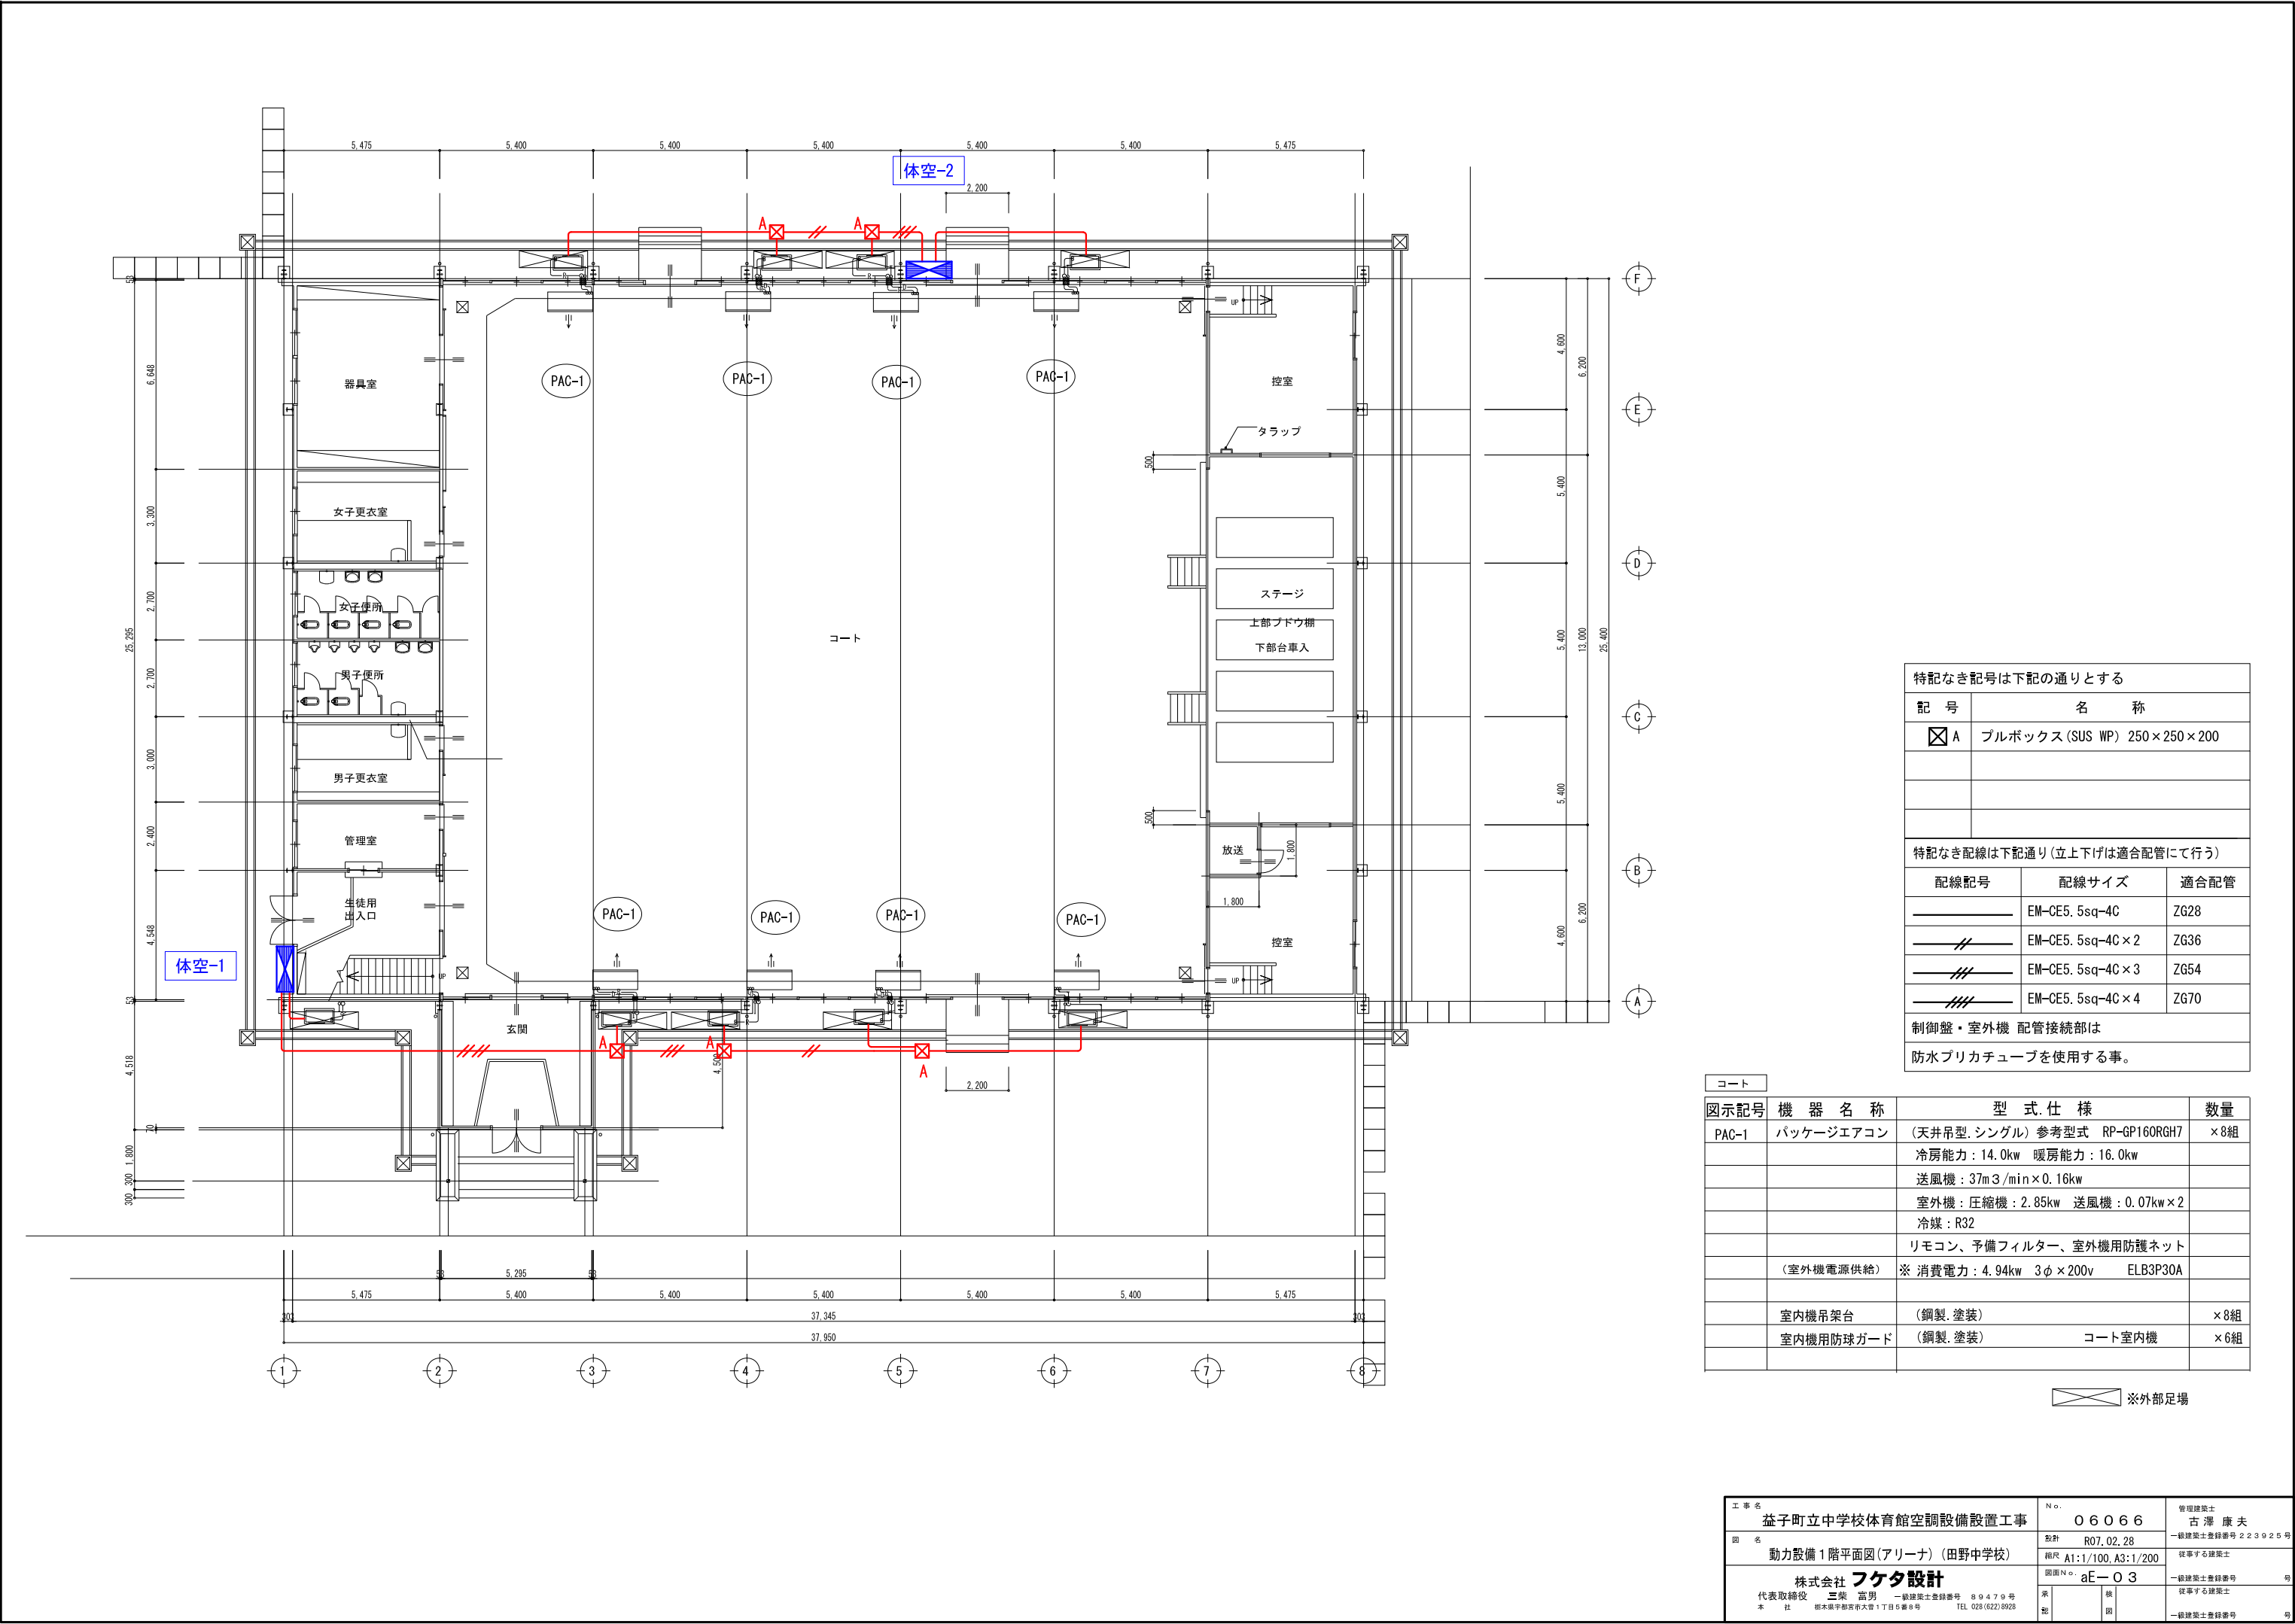


特記なき記号は下記の通りとする		
記 号	名 称	
☒ A	プルボックス (SUS WP) 250×250×200	
特記なき配線は下記通り (立上げは適合配管にて行う)		
配線記号	配線サイズ	適合配管
————	EM-CE5. 5sq-4C	ZG28
———//———	EM-CE5. 5sq-4C×2	ZG36
———///———	EM-CE5. 5sq-4C×3	ZG54
———////———	EM-CE5. 5sq-4C×4	ZG70
制御盤・室外機 配管接続部は		
防水ブリカチューブを使用する事。		

コート			
図示記号	機 器 名 称	型 式.仕 様	数 量
PAC-1	パッケージエアコン	(天井吊型. シングル) 参考型式 RP-GP160RGH7	×8組
		冷房能力 : 14. 0kw 暖房能力 : 16. 0kw	
		送風機 : 37m3 /min×0. 16kw	
		室外機 : 圧縮機 : 2. 85kw 送風機 : 0. 07kw×2	
		冷媒 : R32	
		リモコン、予備フィルター、室外機用防護ネット	
	(室外機電源供給)	※ 消費電力 : 4. 94kw 3φ×200v ELB3P30A	
	室内機吊架台	(鋼製. 塗装)	×8組
	室内機用防球ガード	(鋼製. 塗装) コート室内機	×6組

☒ 外部足場

工 事 名 益子町立中学校体育館空調設備設置工事		N o . 0 6 0 6 6	管理建築士 古 澤 康 夫
図 名 動力設備 1 階平面図(アリーナ) (田野中学校)	設計 R07. 02. 28	概算 A1:1/100, A3:1/200	一級建築士登録番号 2 2 3 9 2 5 号
株式会社 代表取締役 三 梁 富 男 本 社 栃木県宇都宮市大曾 1 丁目 5 番 8 号	フケタ設計 一級建築士登録番号 8 9 4 7 9 号 TEL 028-(622) 8928	図面 N o . aE- 0 3	従事する建築士 一級建築士登録番号 従事する建築士 一級建築士登録番号

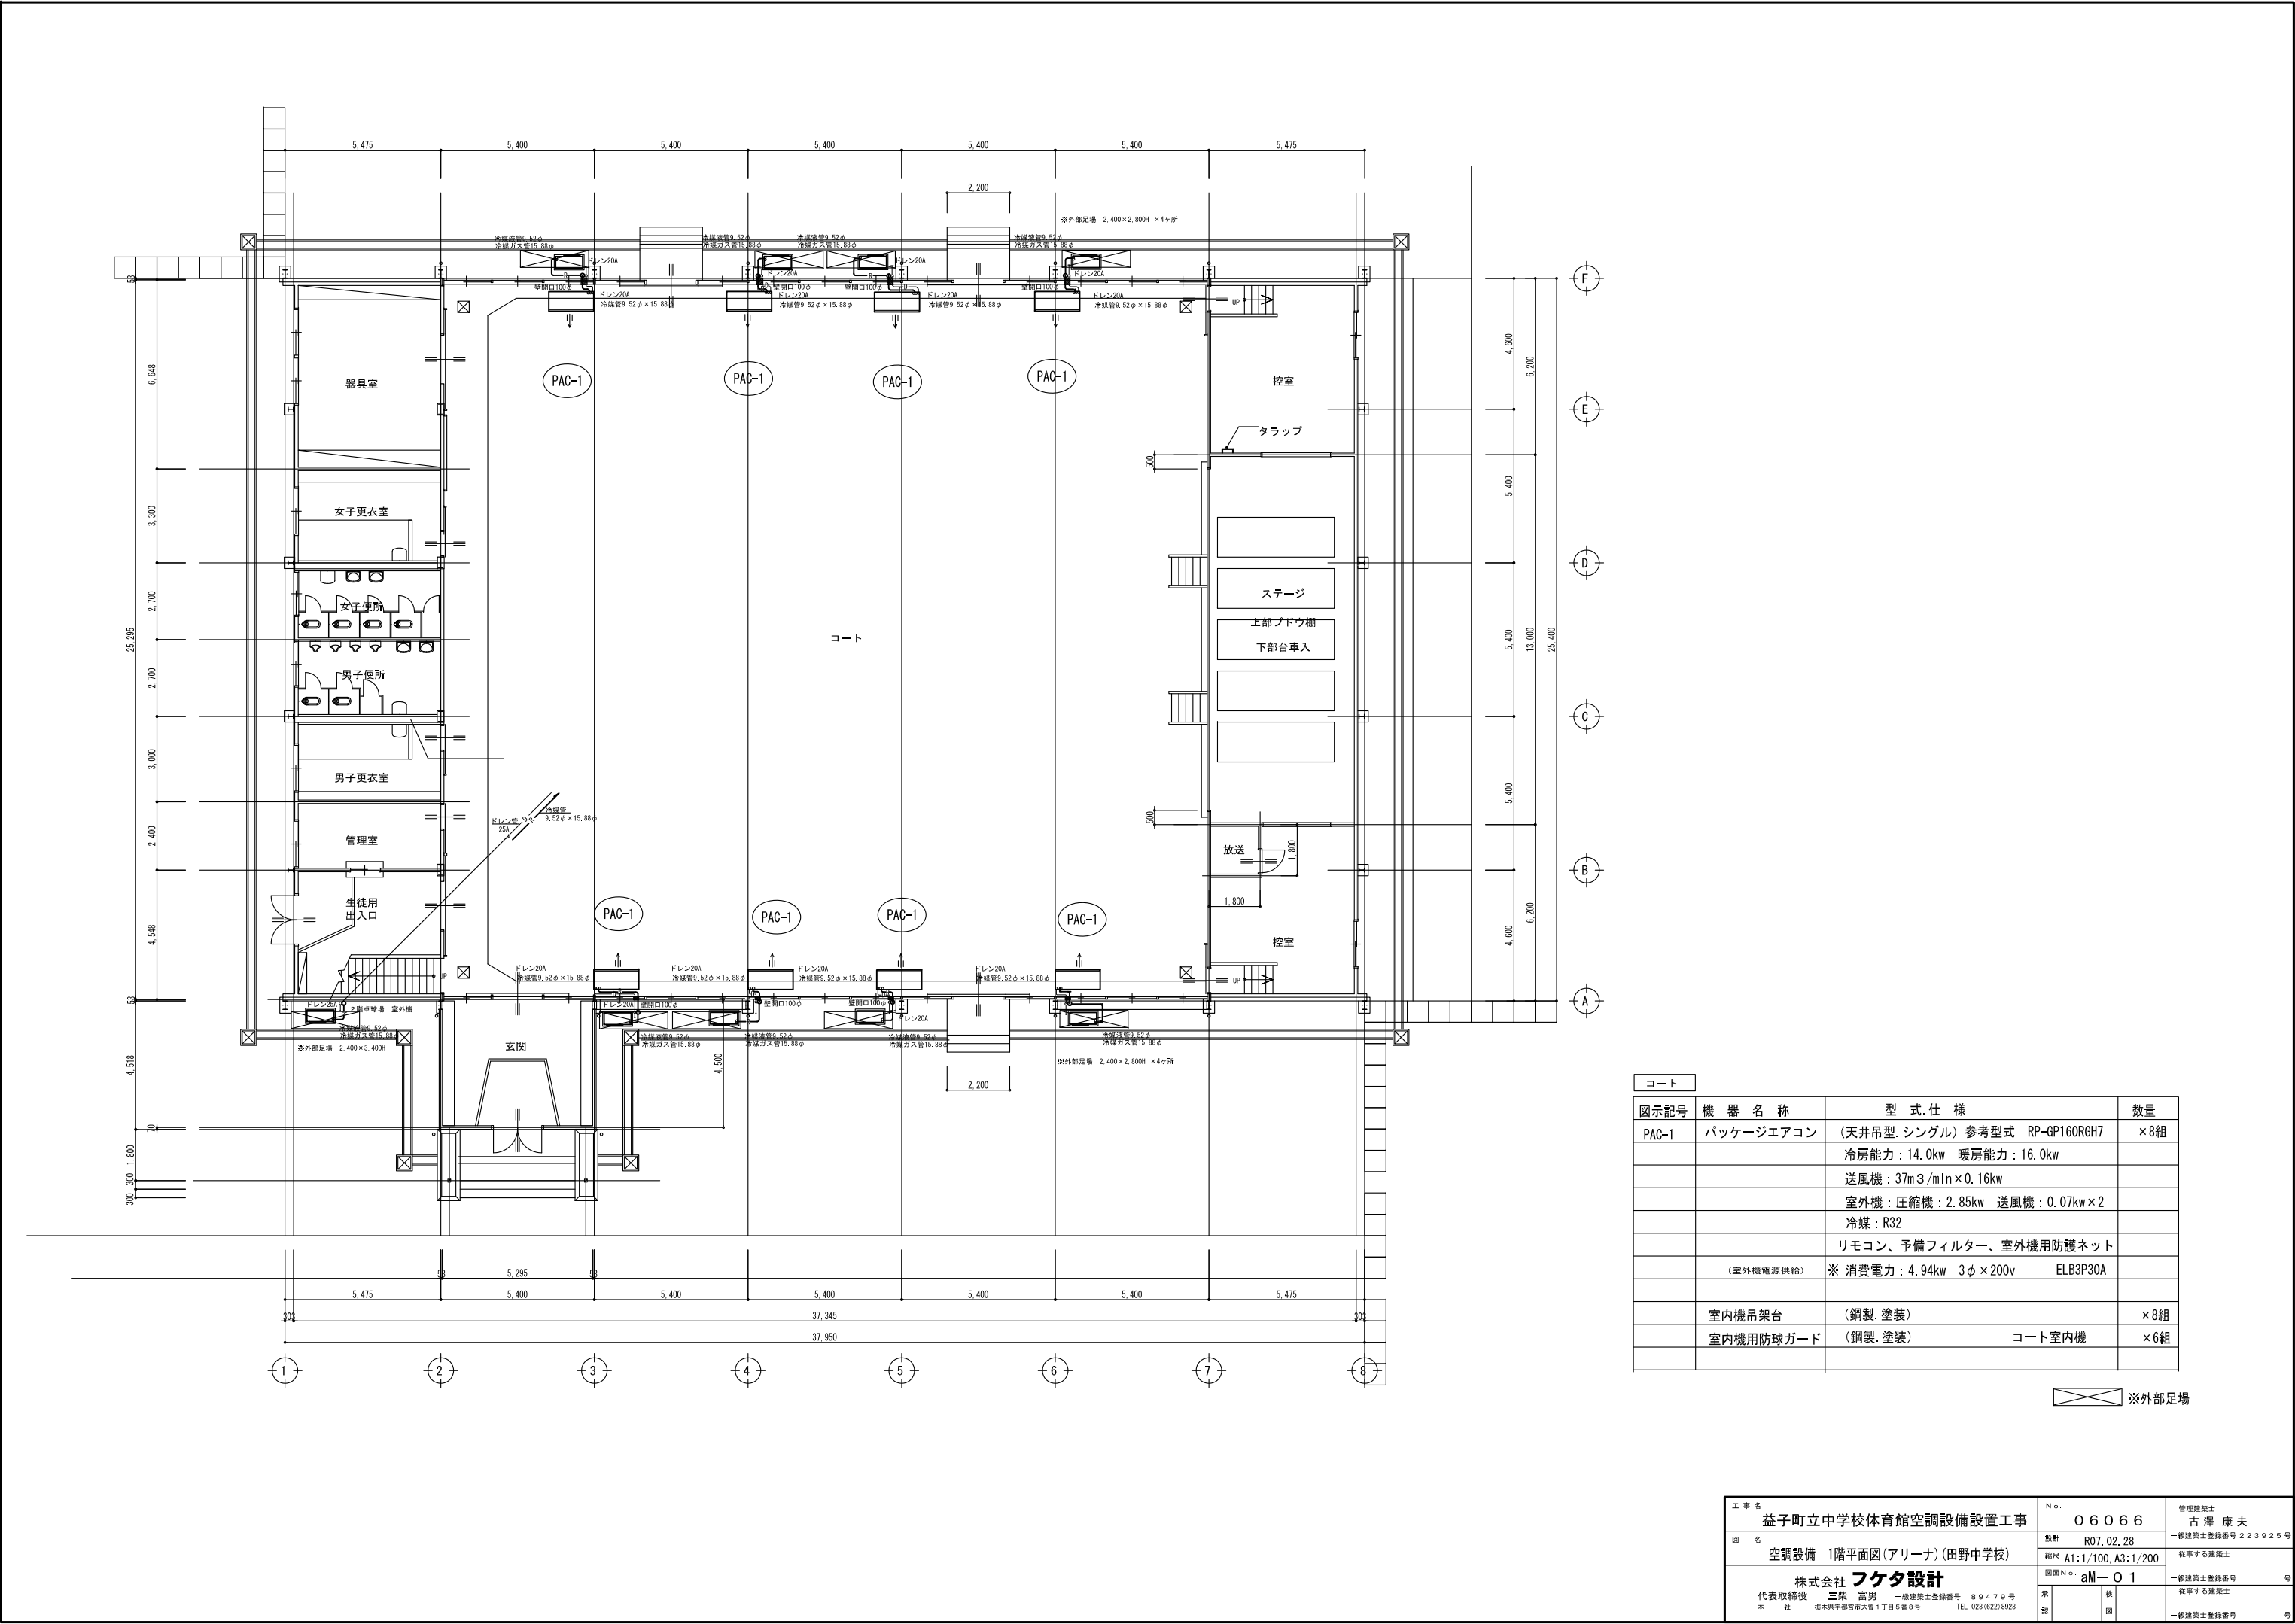


コート			
図示記号	機 器 名 称	型 式.仕 様	数量
PAC-1	パッケージエアコン	(天井吊型. シングル) 参考型式 RP-GP160RGH7	×8組
		冷房能力：14.0kw 暖房能力：16.0kw	
		送風機：37m3/min×0.16kw	
		室外機：圧縮機：2.85kw 送風機：0.07kw×2	
		冷媒：R32	
		リモコン、予備フィルター、室外機用防護ネット	
	(室外機電源供給)	※消費電力：4.94kw 3φ×200v ELB3P30A	
	室内機吊架台	(鋼製. 塗装)	×8組
	室内機用防球ガード	(鋼製. 塗装) コート室内機	×6組


※外部足場

工 事 名 益子町立中学校体育館空調設備設置工事		N o. 0 6 0 6 6	管理建築士 古 澤 康 夫
図 名 空調設備 1階平面図(アリーナ)(田野中学校)	設計 R07.02.28	一級建築士登録番号 2 2 3 9 2 5 号	
	縮尺 A1:1/100, A3:1/200	従事する建築士	
株式会社 フケタ設計		図面N o. aM- O 1	一級建築士登録番号
代表取締役 三 梁 富 男		一級建築士登録番号 8 9 4 7 9 号	従事する建築士
本 社 栃木県宇都宮市大曾1丁目5番8号		TEL 028-(622)8928	一級建築士登録番号

卓球場			
図示記号	機 器 名 称	型 式 仕 様	数量
PAC-2	パッケージエアコン	(天井吊型, シングル) 参考型式 RP-GP160RGH7	×1組
		冷房能力: 14.0kw 暖房能力: 16.0kw	
		送風機: 37m ³ /min×0.16kw	
		室外機: 圧縮機: 2.85kw 送風機: 0.07kw×2	
		冷媒: R32	
		リモコン、予備フィルター、室外機用防護ネット	
	(室外機電源供給)	※ 消費電力: 4.94kw 3φ×200v ELB3P30A	
	室内機吊架台	(鋼製, 塗装)	×1組

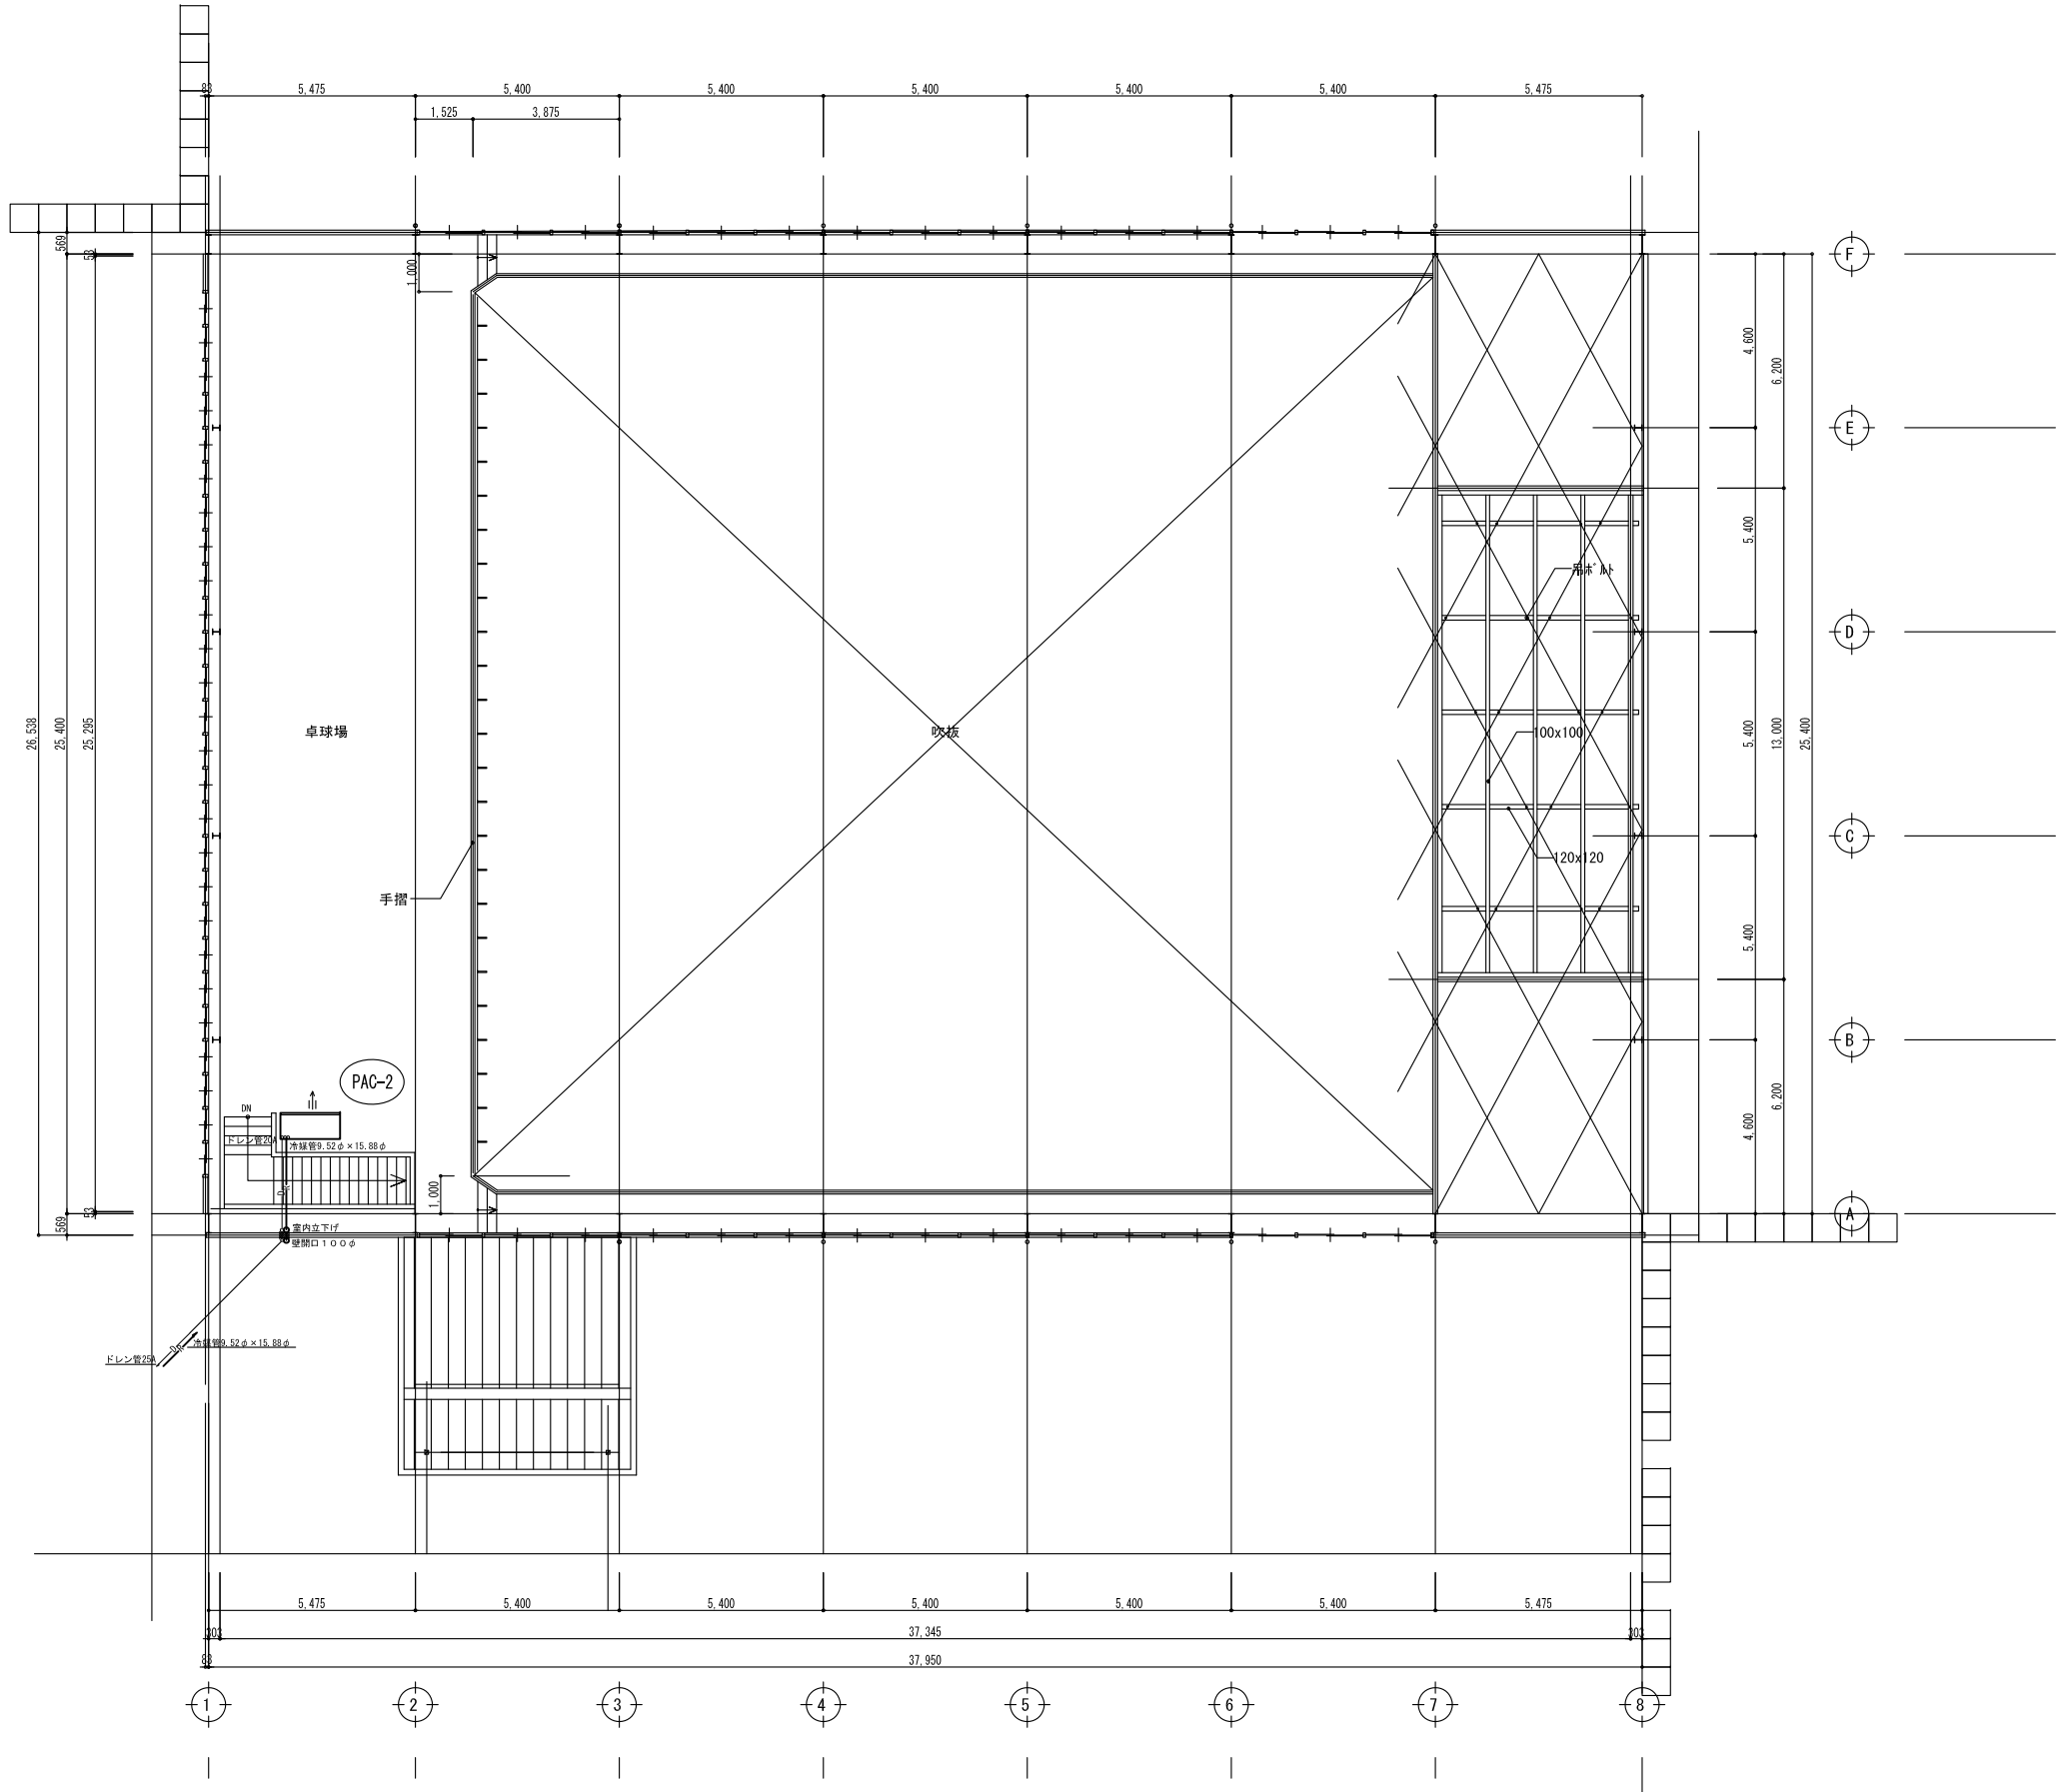


工事名		No.		管理建築士	
益子町立中学校体育館空調設備設置工事		06066		古澤 康夫	
図名		図種	R07.02.28	一般建築士登録番号 223025号	
空調設備 2階平面図(卓球場)(由野中学校)		規格	A1:1/100, A3:1/200	従事する建築士	
株式会社 フケタ設計		図面No.	aM-021	一般建築士登録番号	
代表取締役 三柴 富男 一般建築士登録番号 894979号		承認		従事する建築士	
本社 松本平井町大字大町1丁目5番地 TEL 028-(622)8928 支店 松本平井町大字大町1丁目5番地 TEL 028-(622)8928		検印		一般建築士登録番号	

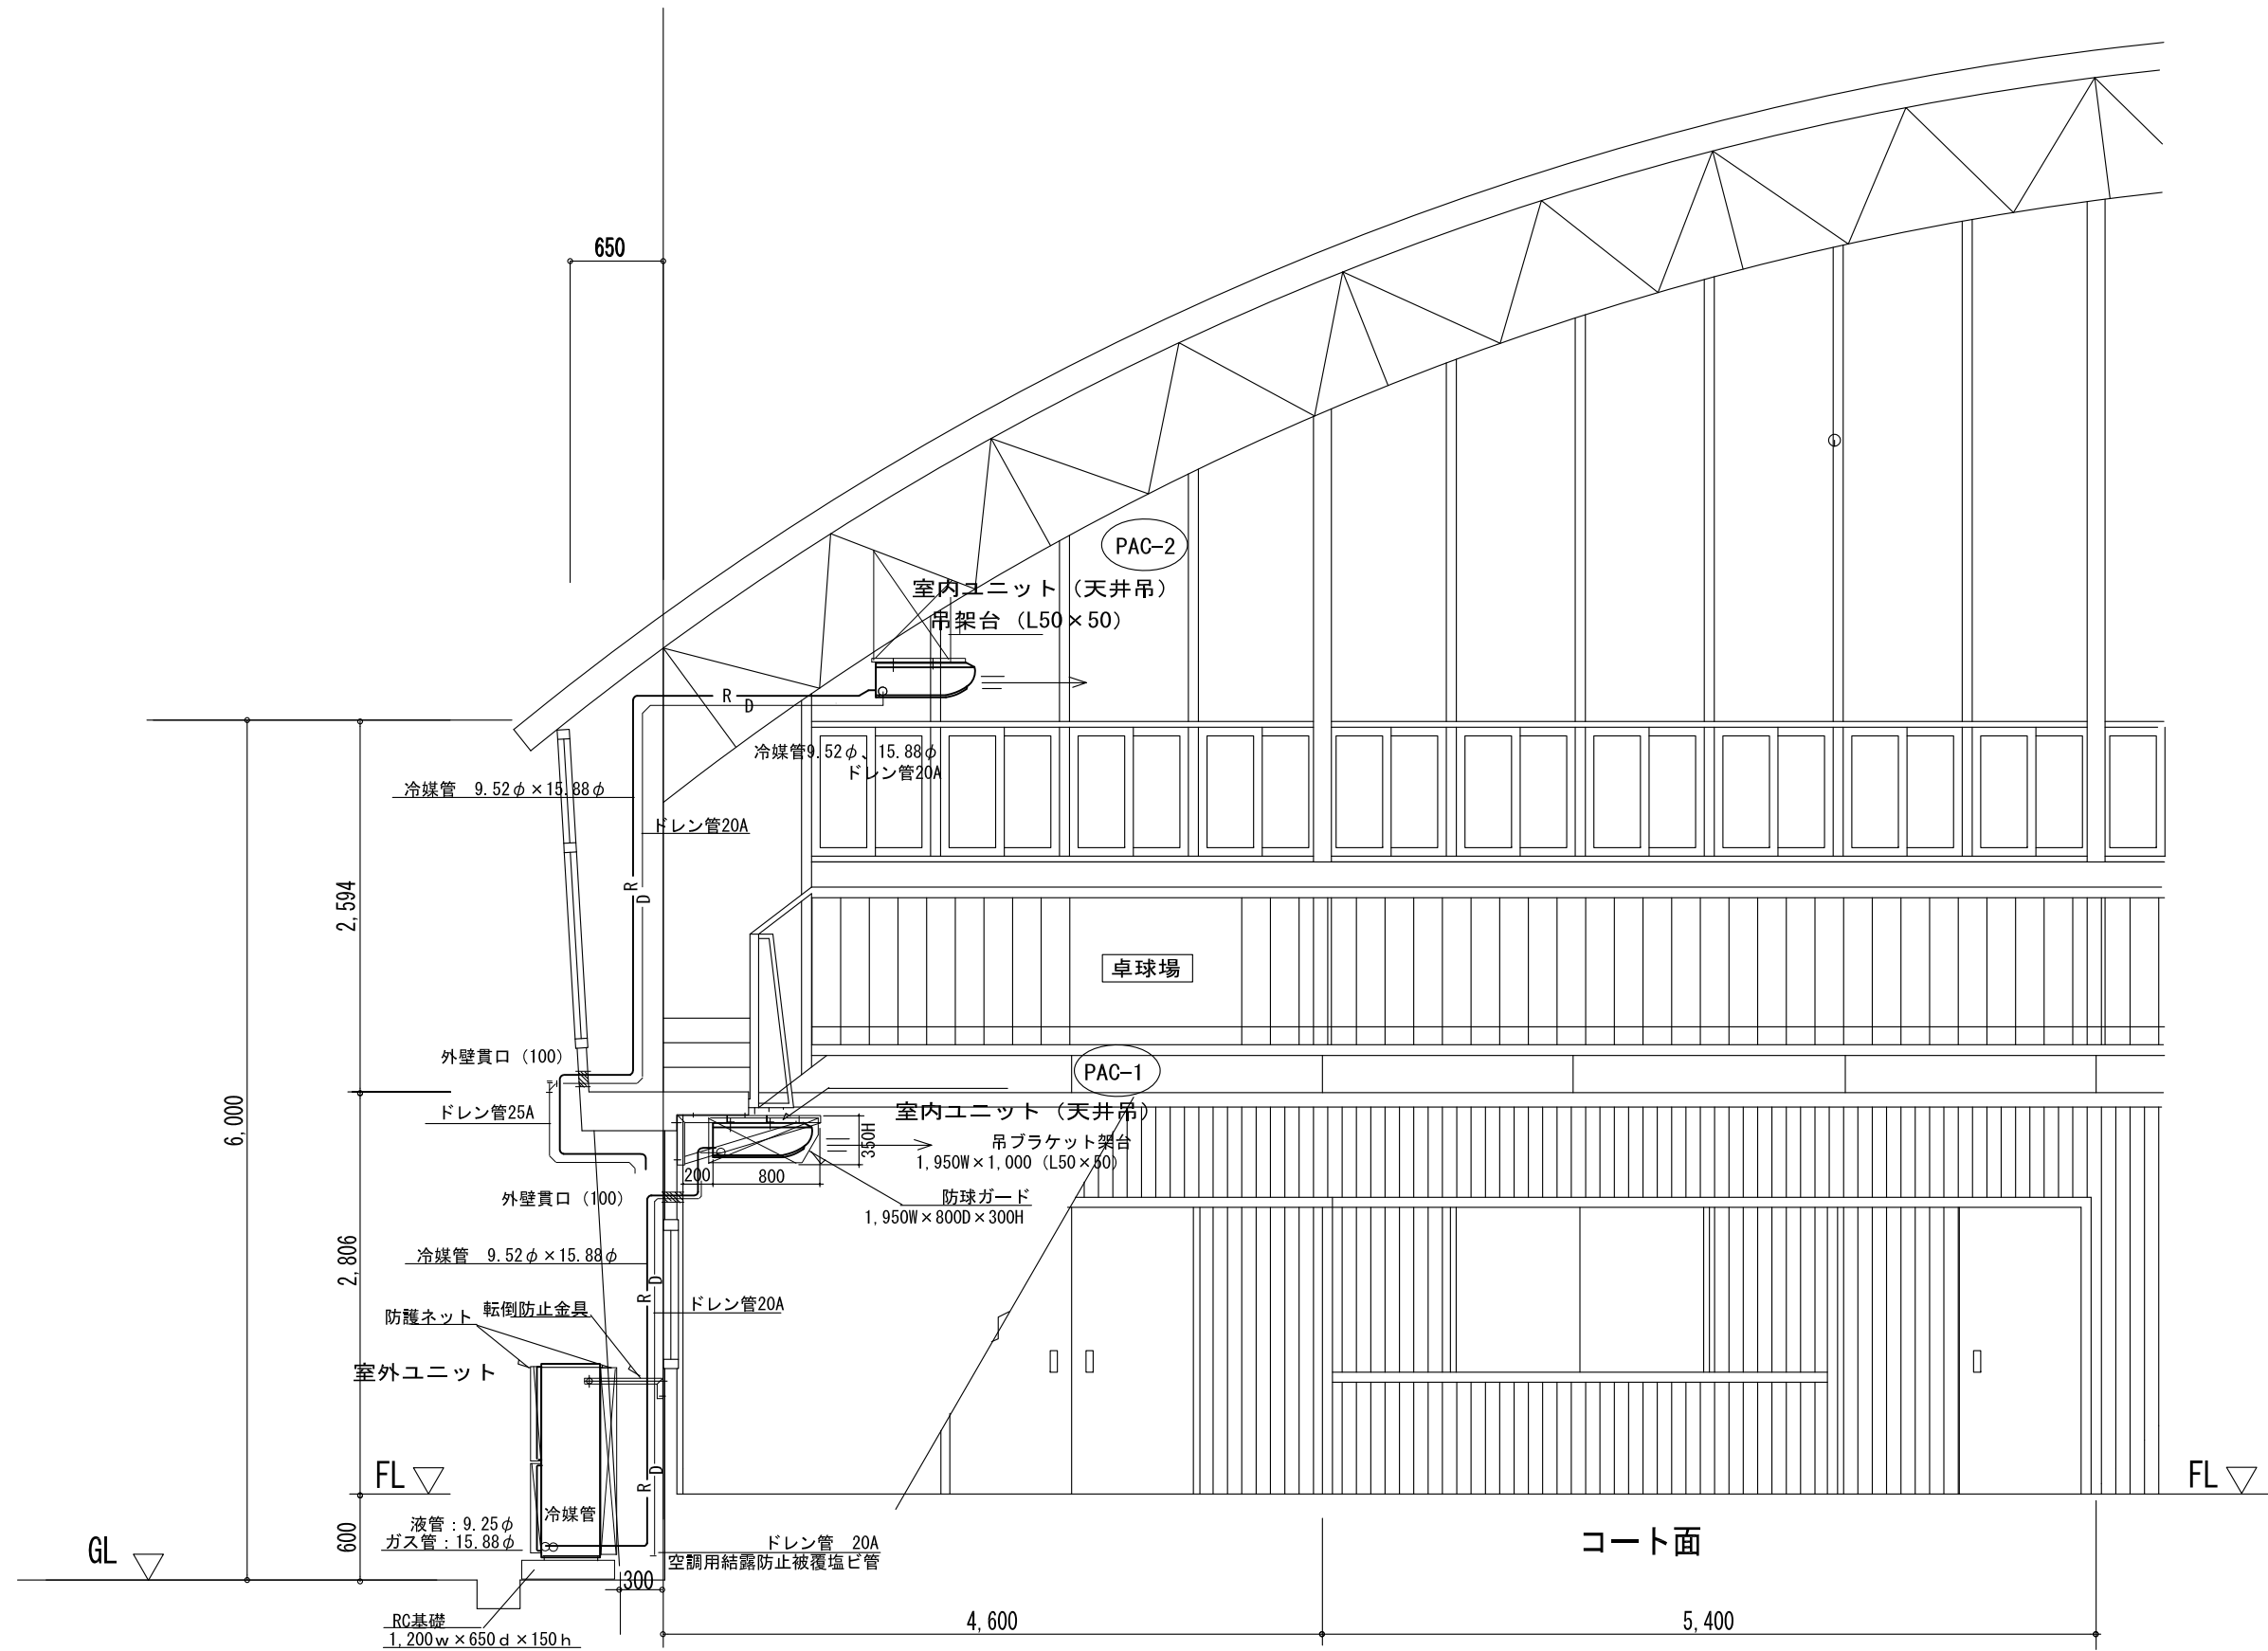

断面詳細図(1) S=1/50

工 事 名		No.		管理建築士	
益子町立中学校体育館空調設備設置工事		0 6 0 6 6		古澤 康夫	
図 名	空調設備 断面図(田野中学校)	発注		一級建築士登録番号 223925号	
		R07.02.28			
		縮尺		A1:1/25, A3:1/50	
		従事する建築士			
		図面No.		aM-03	
				一級建築士登録番号	
				従事する建築士	
株式会社 フクタ設計		業 種		図 例	
代表取締役 三 富男		一級建築士登録番号 89479号		一級建築士登録番号	
本 社 栃木県宇都宮市大曾1丁目5番8号		TEL 028-(422)8928		一級建築士登録番号	

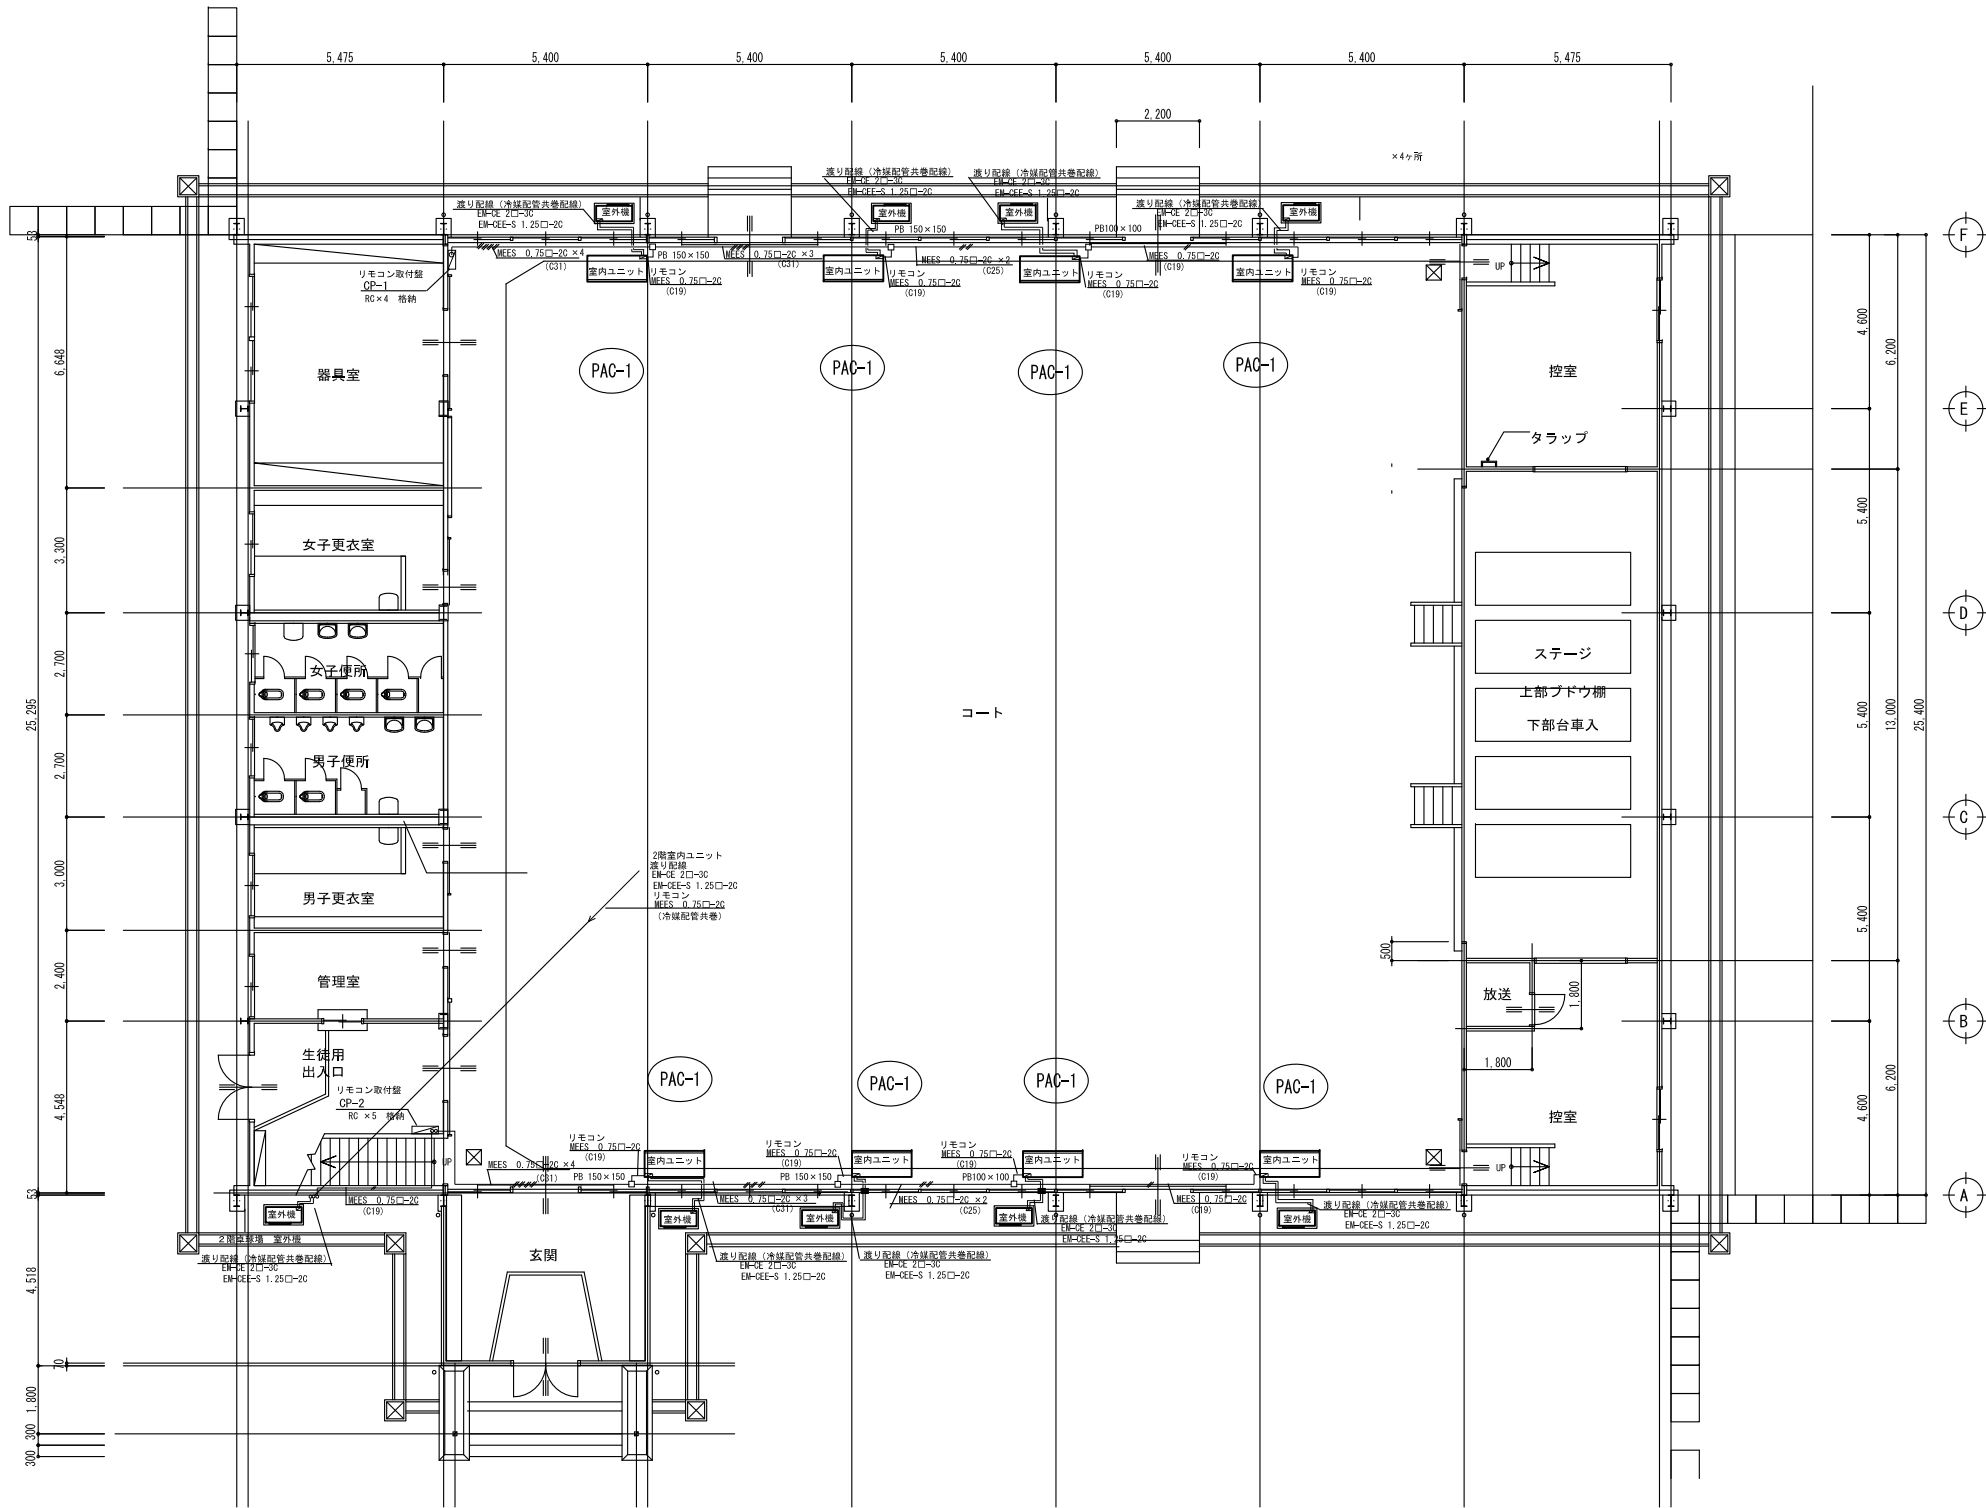


1階 平面 図

コート			
図示記号	機 器 名 称	型 式 仕 様	数 量
PAC-1	パッケージエアコン	(天井吊型 シングル) 参考型式 RP-GP160RGH7	×8組
		冷房能力 : 14.0kw 暖房能力 : 16.0kw	
		送風機 : 37m ³ /min×0.16kw	
		室外機 : 圧縮機 : 2.85kw 送風機 : 0.07kw×2	
		冷媒 : R32	
		リモコン、予備フィルター、室外機用防護ネット	
	(室外機電源供給)	※ 消費電力 : 4.94kw 3φ×200v ELB3P30A	

図示記号	名 称	電線、ケーブル	備考
	電源ケーブル	EM-DE 2□-3C	渡り配線、冷媒配管共巻
	制御ケーブル	EM-CEE 1.25 □-2C	渡り配線、冷媒配管共巻
	リモコンケーブル	EM-MEES 0.75□-2C	電線管内配線
	ブルボックス	鋼板製 (塗装)	
CP-1	リモコン取付盤	(屋内露出) 500w×500h×120d	RC ×4個格納
CP-2	リモコン取付盤	(屋内露出) 500w×700h×120d	RC ×5個格納

工 事 名	益子町立中学校体育館空調設備設置工事	N o.	0 6 0 6 6	管理建築士	古 澤 康 夫
図 名	自動制御図 (1) (田野中学校)	設計	R07.02.28	一般建築士登録番号	2 2 3 9 2 5 号
		縮尺	A1:1/100, A3:1/200	従事する建築士	
		図面N o.	aM-0 4	一般建築士登録番号	号
株式会社	フケタ設計	代表取締役	三 梁 富 男	一般建築士登録番号	8 9 4 7 9 号
本 社	栃木県宇都宮市大曾1丁目5番8号	TEL	028-(622) 8928	TEL	028-(622) 8928
		承 担 者	図	一般建築士登録番号	号

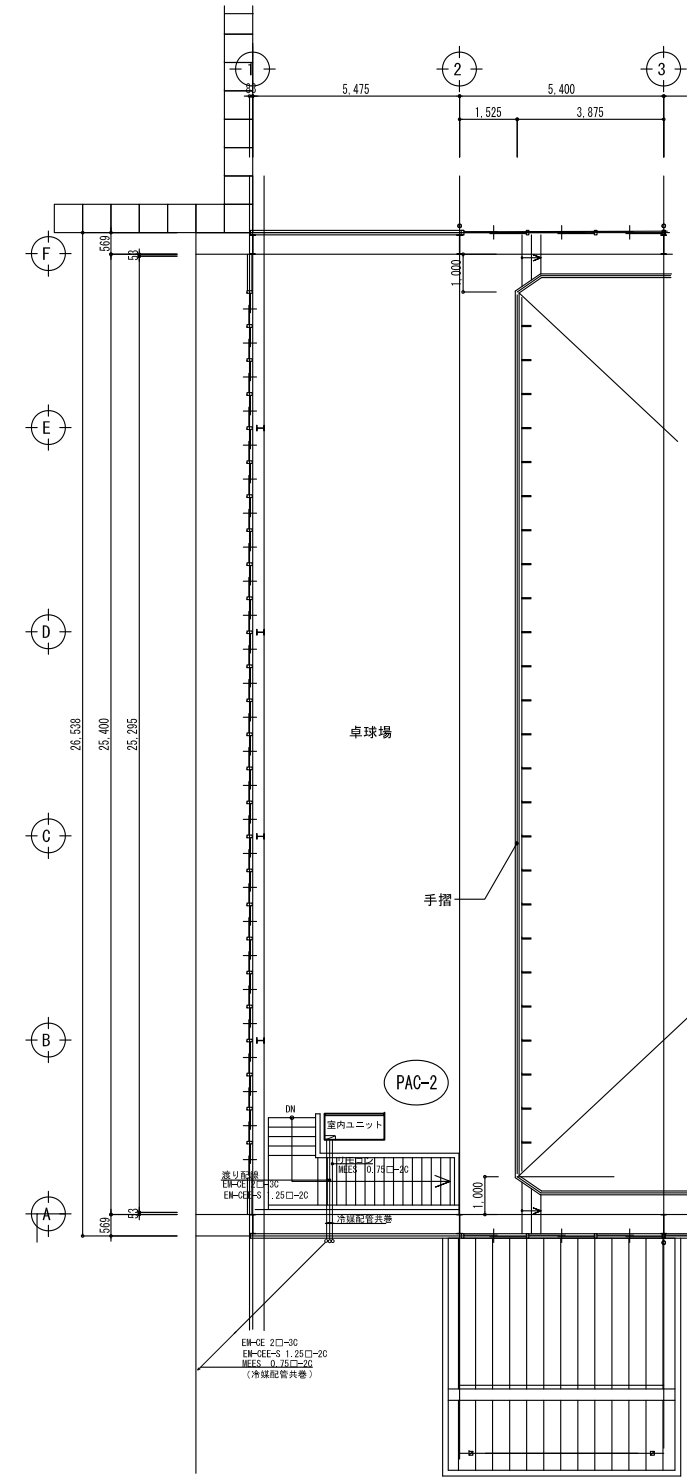


卓球場			
図示記号	機 器 名 称	型 式・仕 様	数 量
PAC-2	パッケージエアコン	(天井吊型・シングル) 参考型式 RP-GP160RGH7	×1組
		冷房能力：14.0kw 暖房能力：16.0kw	
		送風機：37m3/min×0.16kw	
		室外機：圧縮機：2.85kw 送風機：0.07kw×2	
		冷媒：R32	
		リモコン、予備フィルター、室外機用防護ネット	
	(室外機電源供給)	※ 消費電力：4.94kw 3φ×200v ELB3P30A	

2階（卓球場）平 面 図

凡例

図示記号	名 称	電線・ケーブル	備考
	電源ケーブル	EM-CE 2□-3C	渡り配線、冷媒配管共巻
	制御ケーブル	EM-CEE 1.25 □-2C	渡り配線、冷媒配管共巻
	リモコンケーブル	EM-MEES 0.75□-2C	電線管内配線
	フルボックス	銅板製（塗装）	
CP-1	リモコン取付盤	（屋内露出）500w×500h×120d	RC ×4個格納
CP-2	リモコン取付盤	（屋内露出）700w×500h×120d	RC ×5個格納

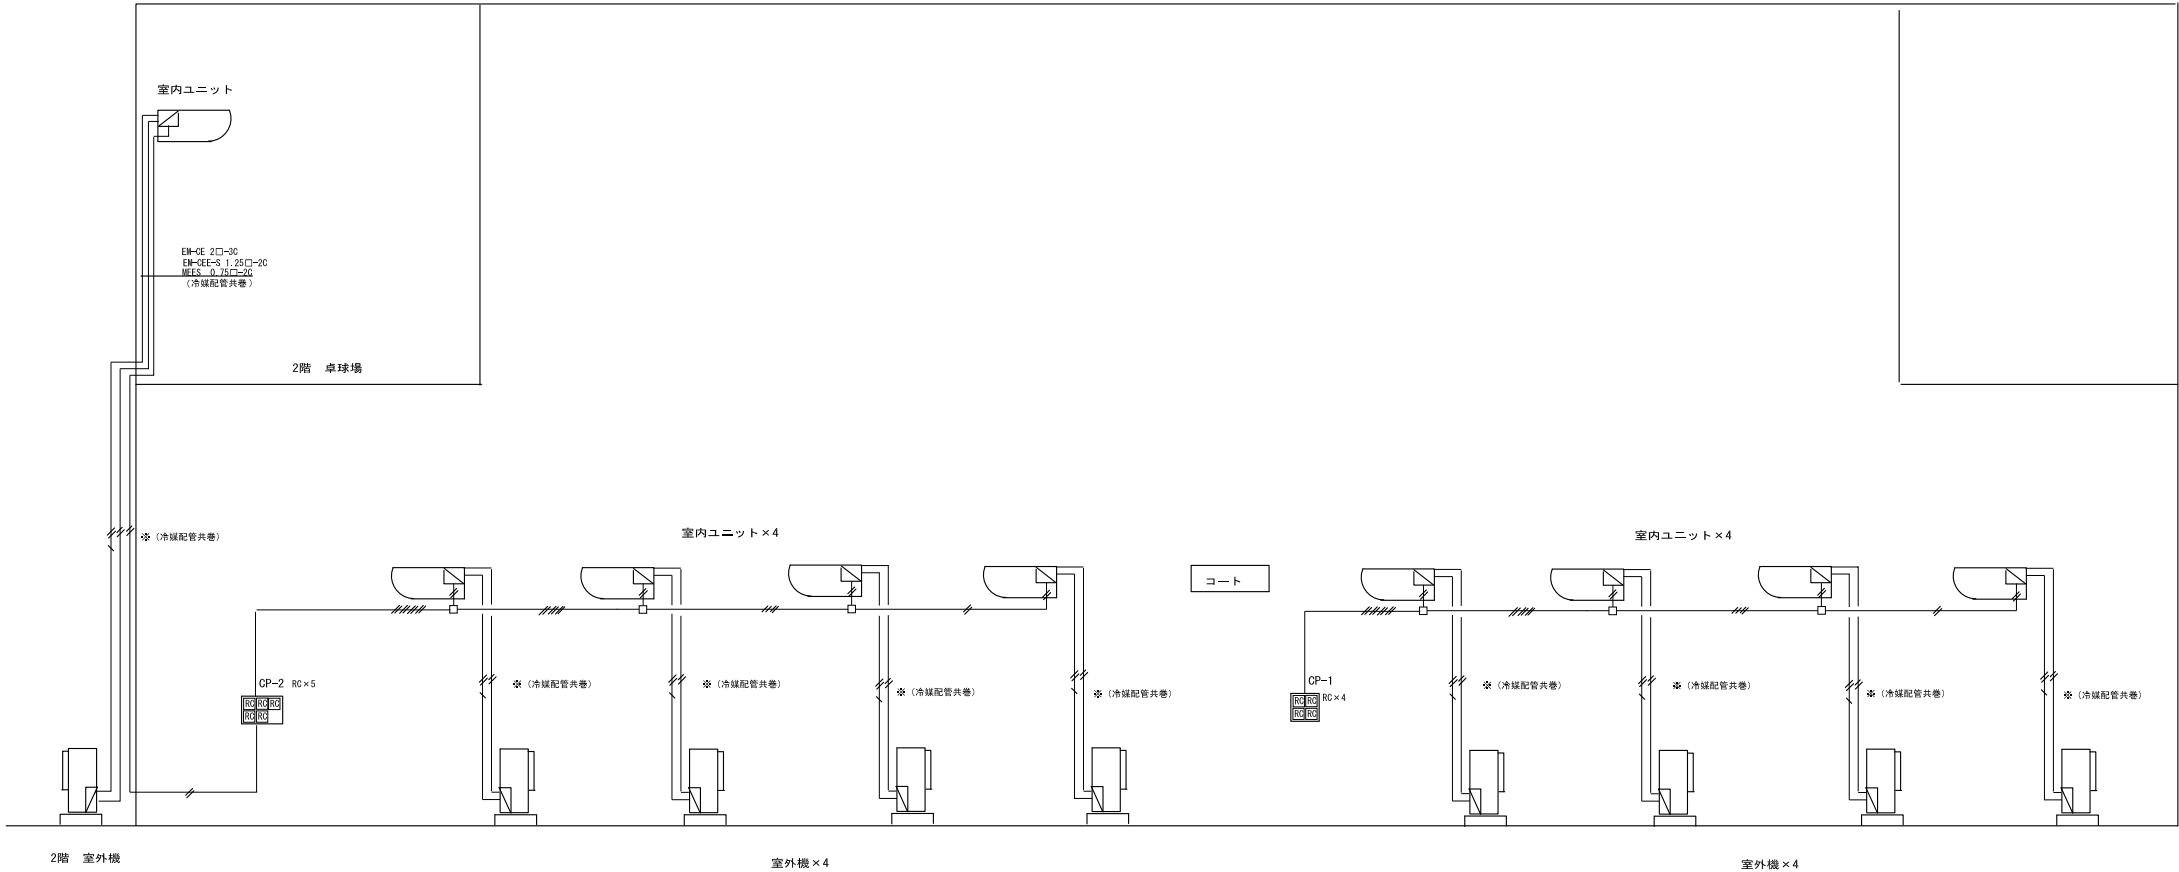


制御配線系統図

工 事 名 益子町立中学校体育館空調設備設置工事		N o . 0 6 0 6 6	管理建築士 古 澤 康 夫
図 名 自動制御図（2）（田野中学校）	設計 R07.02.28	一級建築士登録番号 2 2 3 9 2 5 号	
	縮尺 A1:1/100, A3:1/200	従事する建築士	
株式会社 代表取締役 三 柴 富 男 本 社 栃木県宇都宮市大曾1丁目5番8号	図面N o . aM-0 5		一級建築士登録番号
	承 担 者 株式会社	機 関 図	従事する建築士 一級建築士登録番号




案内図 N.S

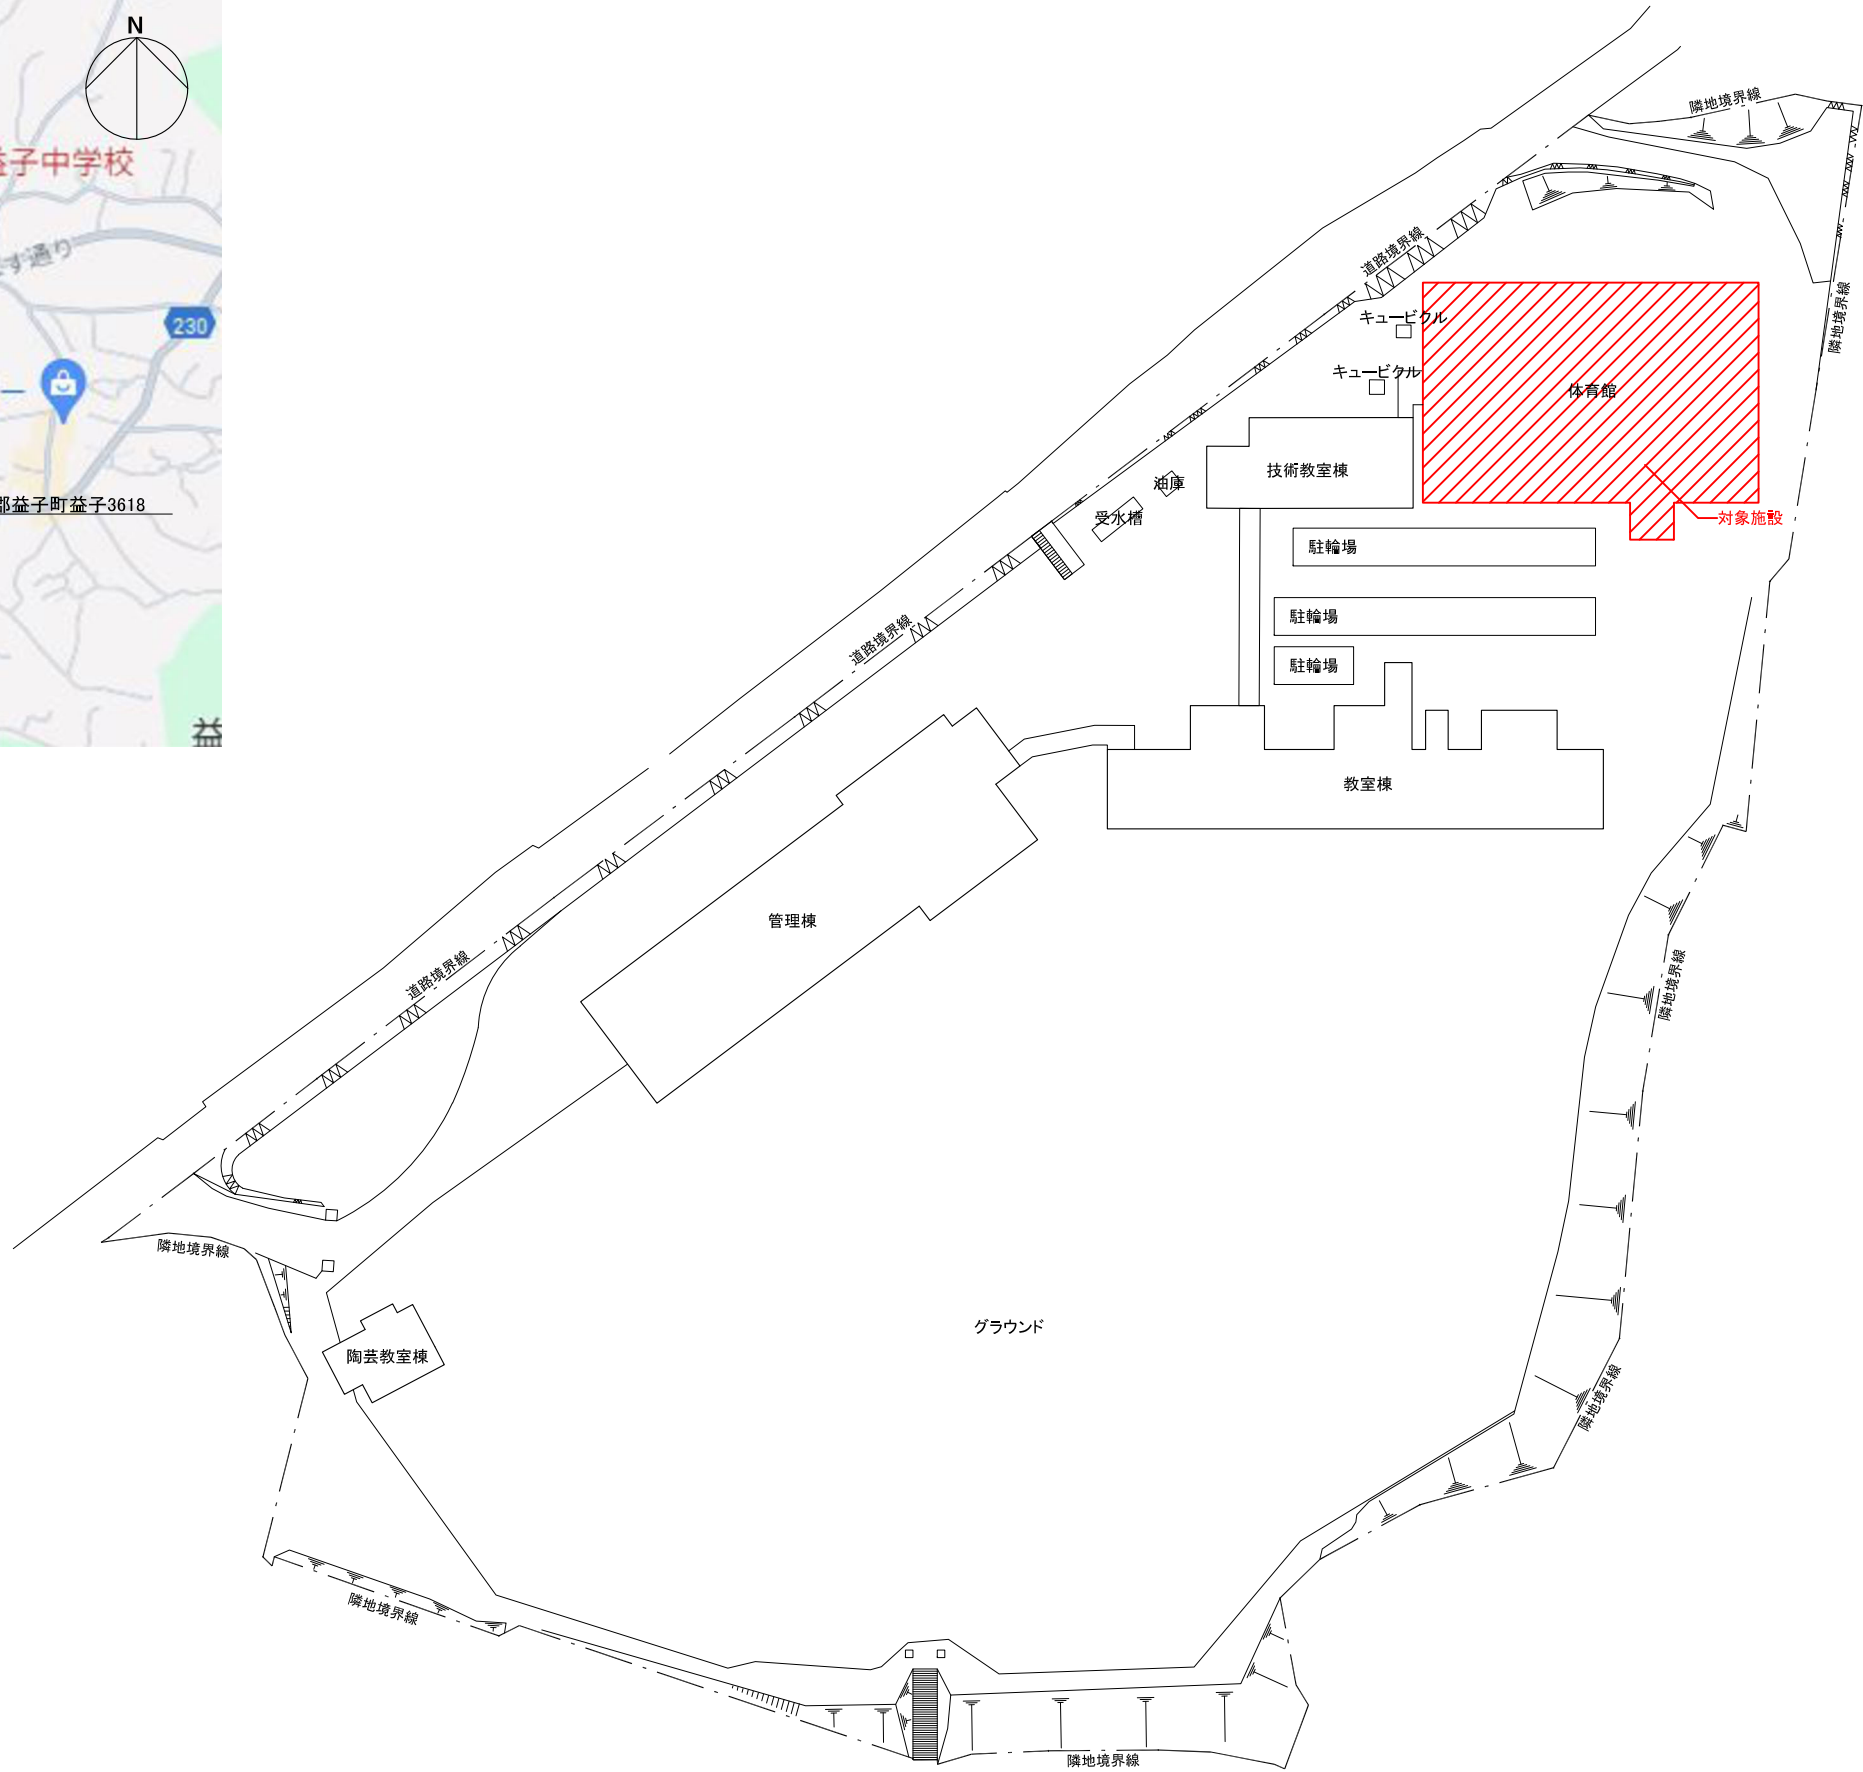


配置図 S=1/500





工事名 益子町立中学校体育館空調設備設置工事		No. 06066	管理建築士 古澤 康夫
図名 案内図・配置図(益子中学校)		設計 R07.02.28	一級建築士登録番号 223925号
株式会社 フケタ設計		縮尺 A1:1/500, A3:1/1000	従事する建築士
代表取締役 三梁 富男 一般建築士登録番号 89479号		図面No. bA-O 1	一級建築士登録番号
本社 栃木県宇都宮市大曾1丁目5番8号 TEL 028-(422)8928		承認	従事する建築士
		図	一級建築士登録番号

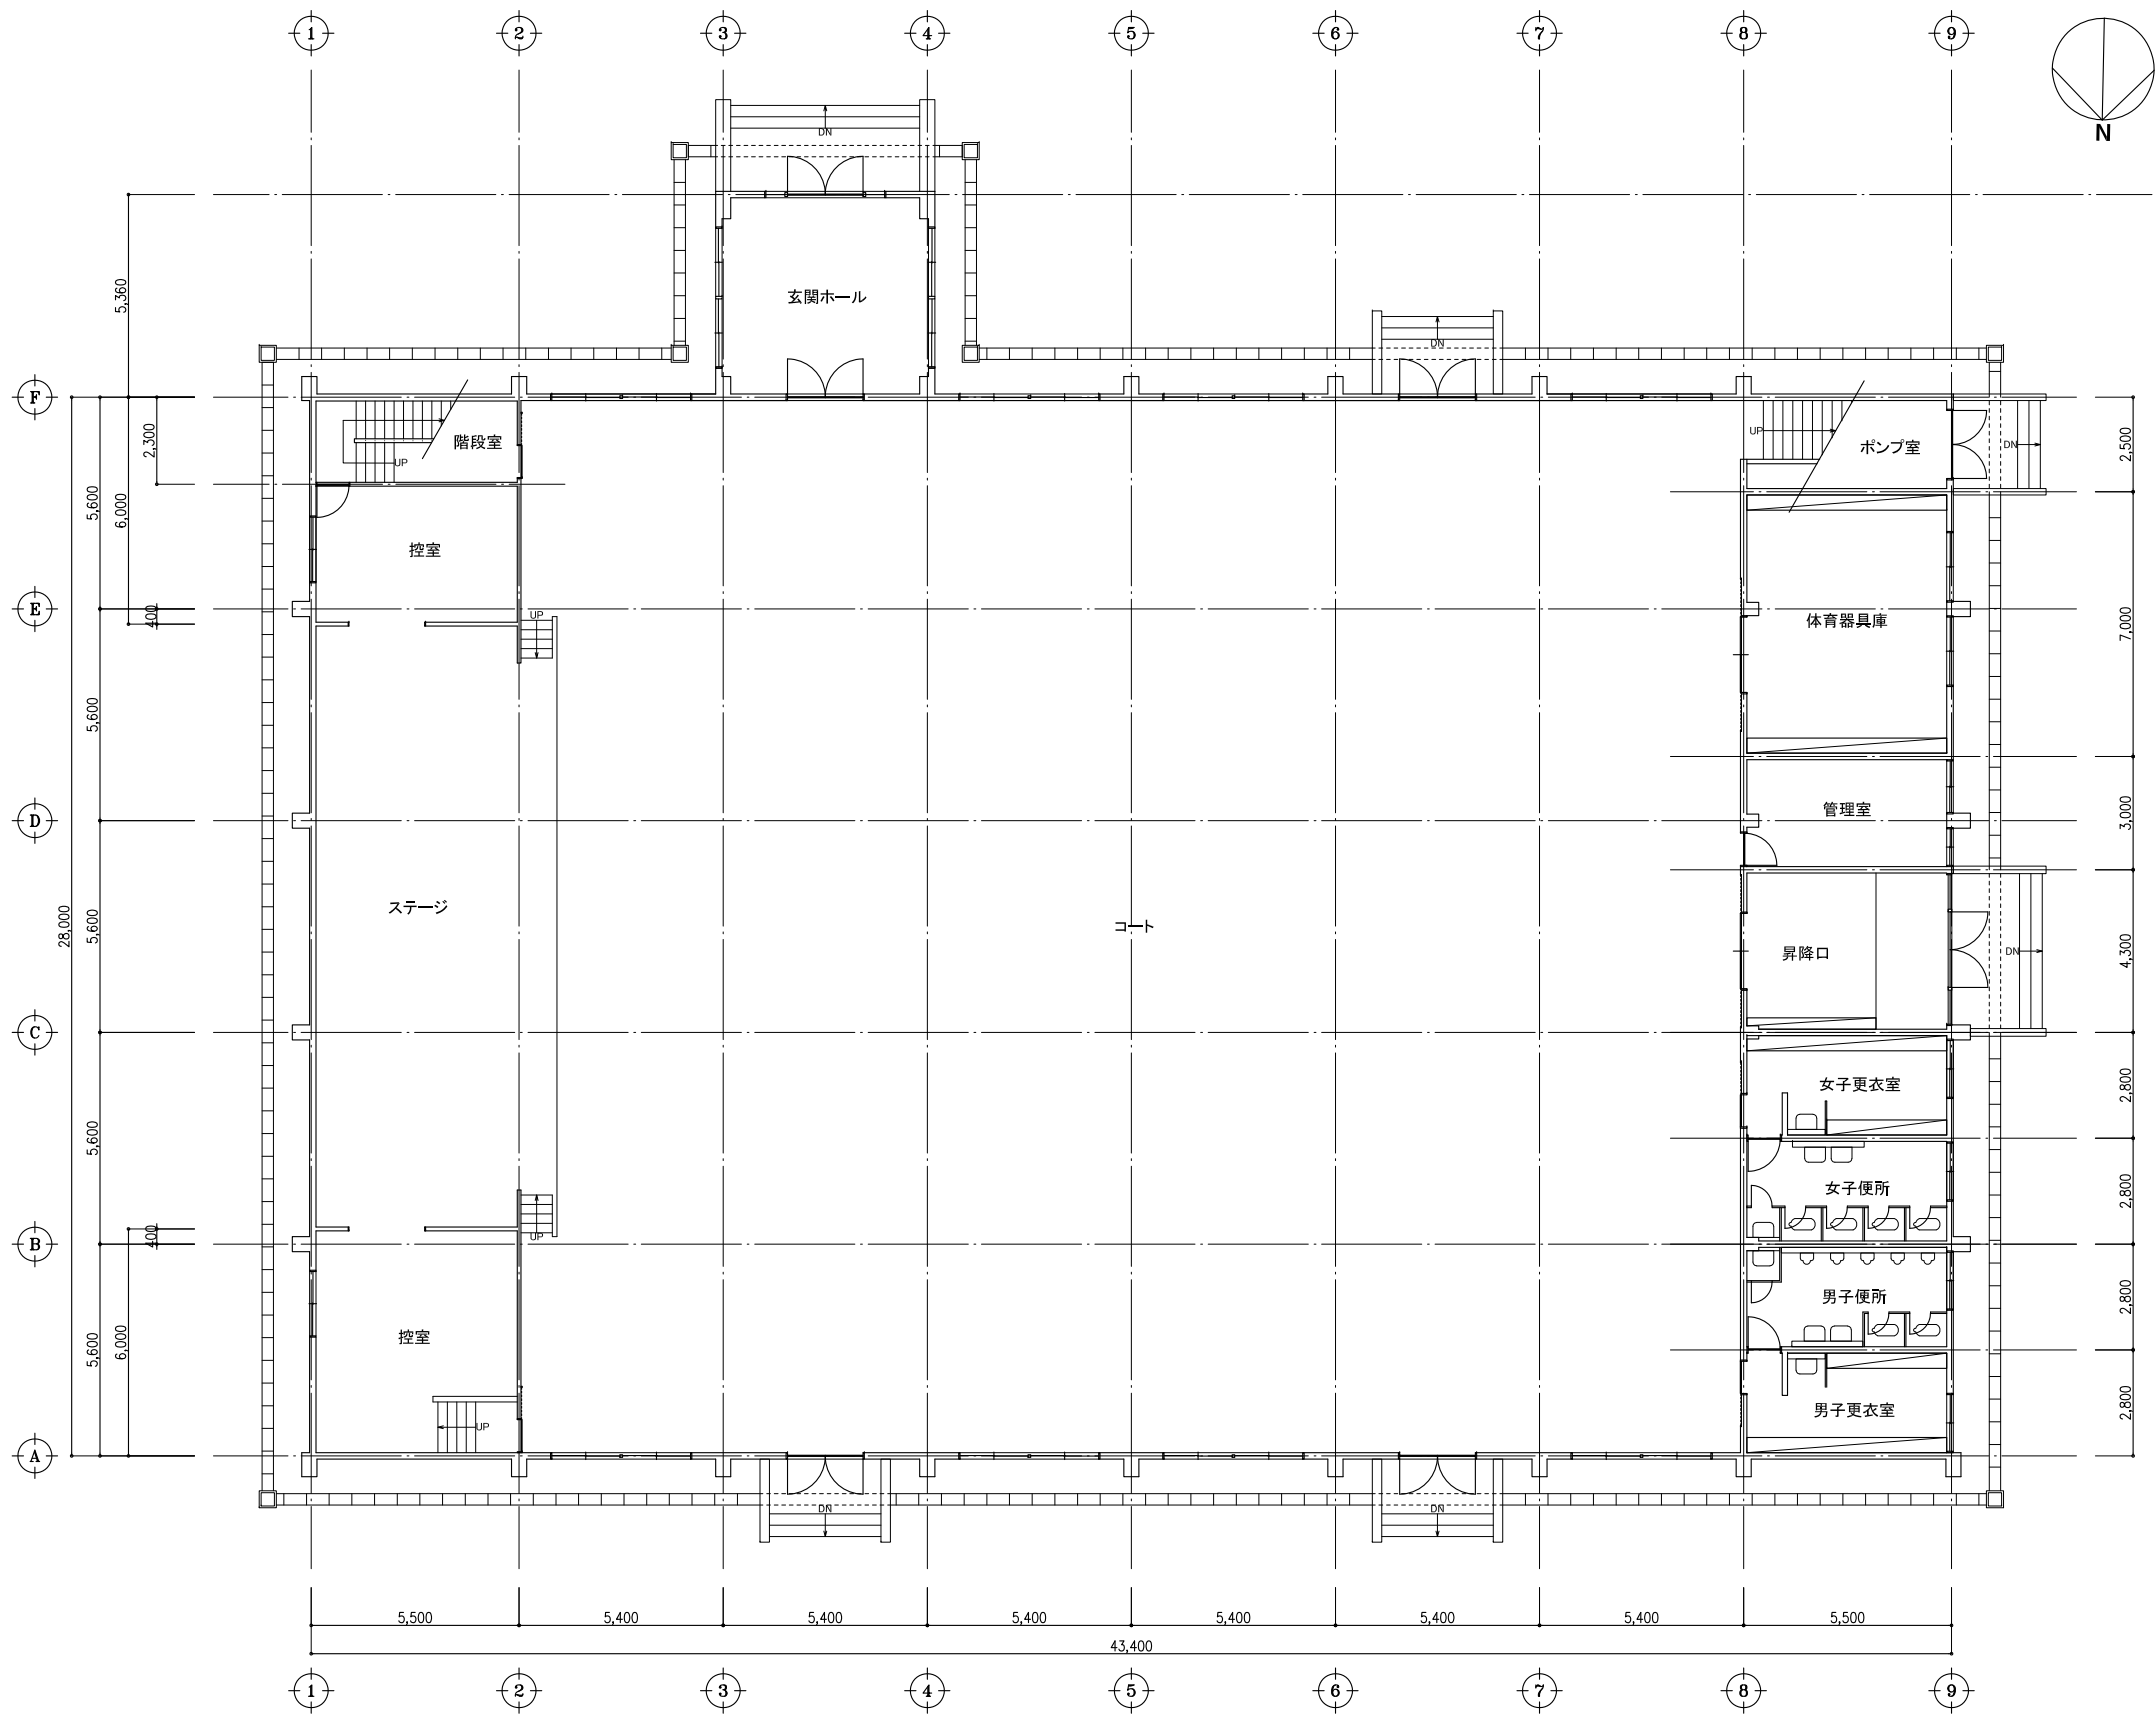

工事名 益子町立中学校体育館空調設備設置工事		No. 06066		管理建築士 古澤 康夫	
図名 平面図(アリーナ)(益子中学校)		設計 R07.02.28		一級建築士登録番号 223925号	
株式会社 フケタ設計		縮尺 A1:1/100, A3:1/200		従事する建築士	
代表取締役 三 富男		図面No. bA-02		一級建築士登録番号	
本社 栃木県宇都宮市大曾1丁目5番8号		TEL 028-(622)8928		従事する建築士	
		承認		一級建築士登録番号	

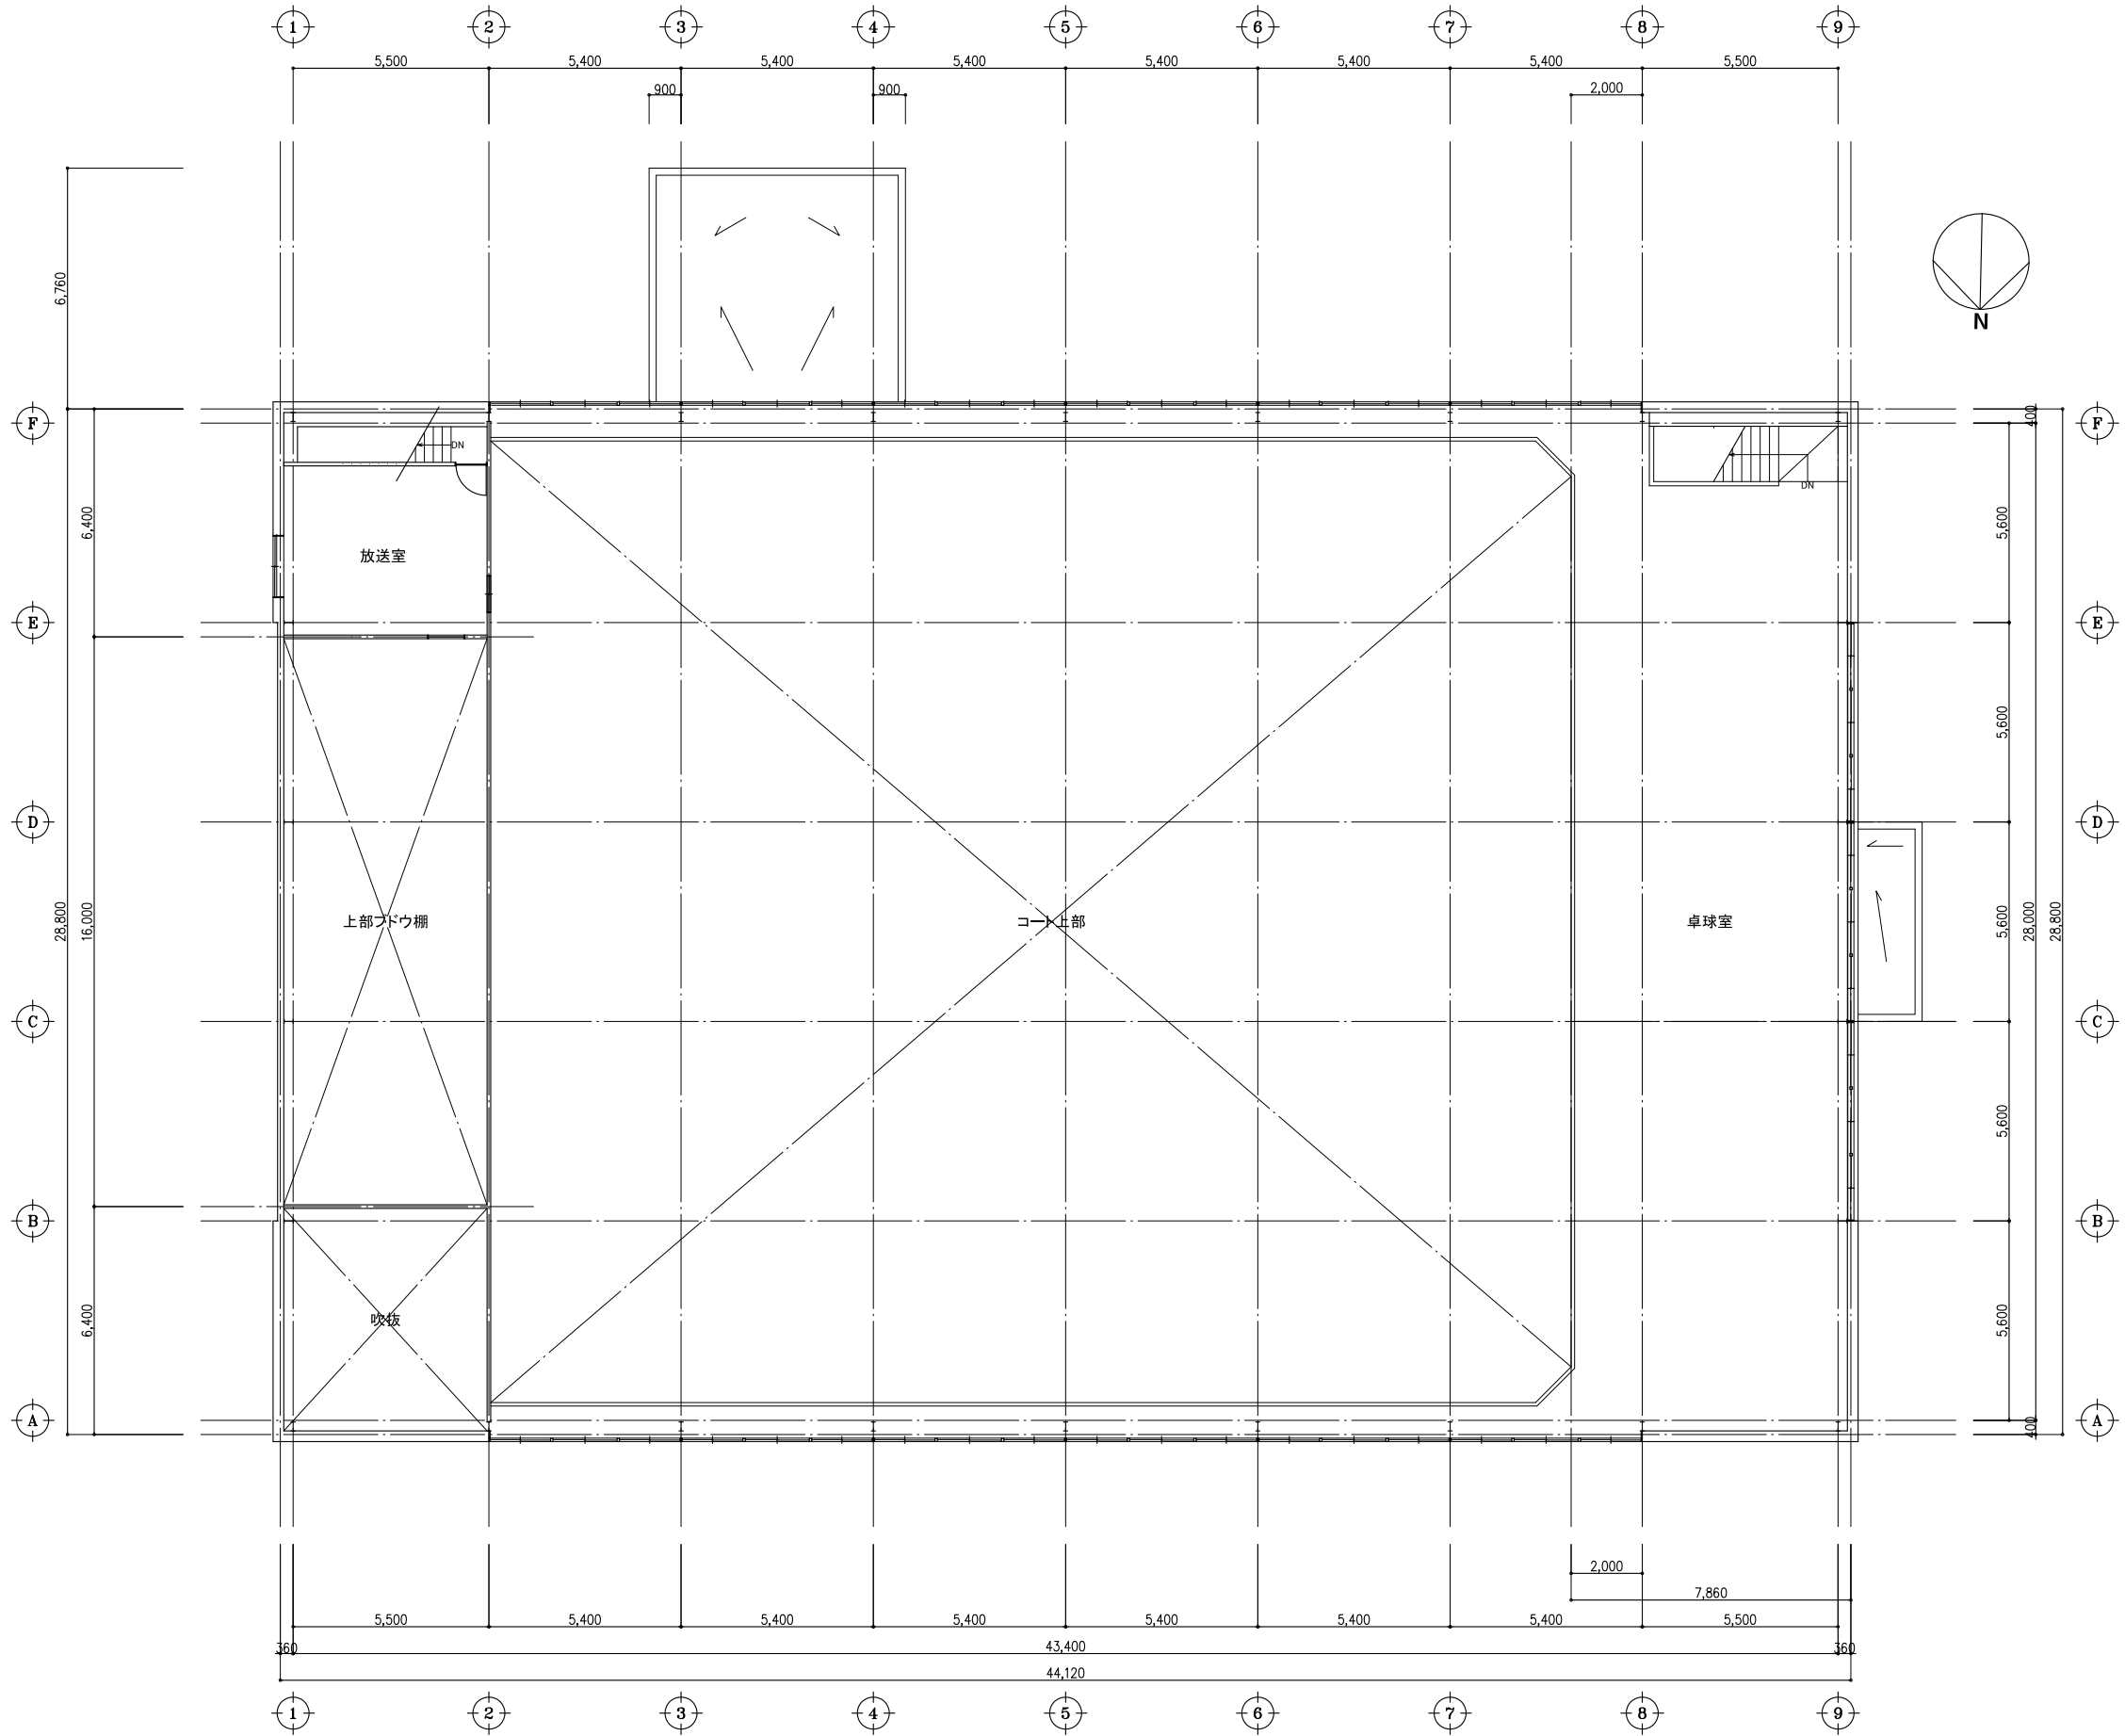

工事名 益子町立中学校体育館空調設備設置工事		No. 06066		管理建築士 古澤 康夫	
図名 平面図(キャットウォーク)(益子中学校)		設計 R07.02.28		一級建築士登録番号 223925号	
代表取締役 三栄 富男		図面No. bA-03		従事する建築士	
本 社 栃木県宇都宮市大曾1丁目5番8号		TEL 028-(422)8928		一級建築士登録番号	

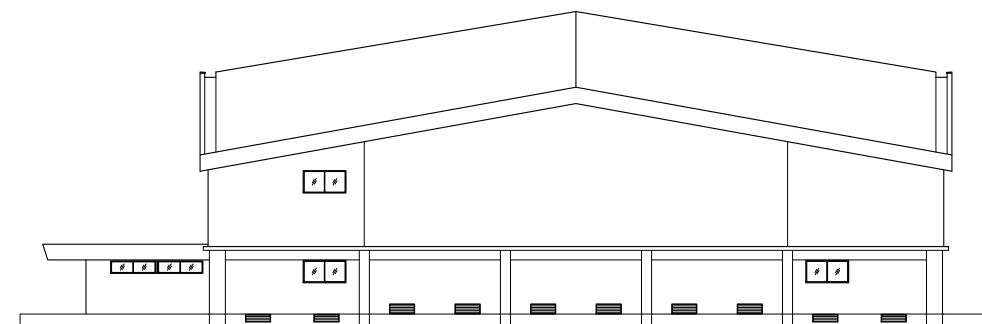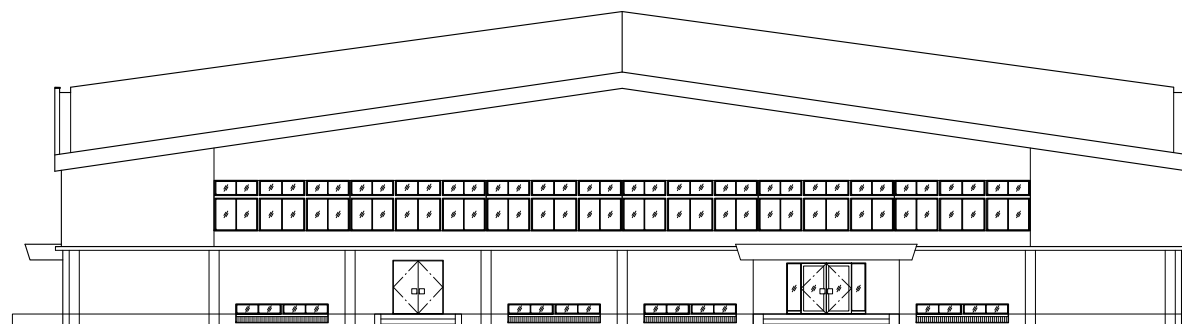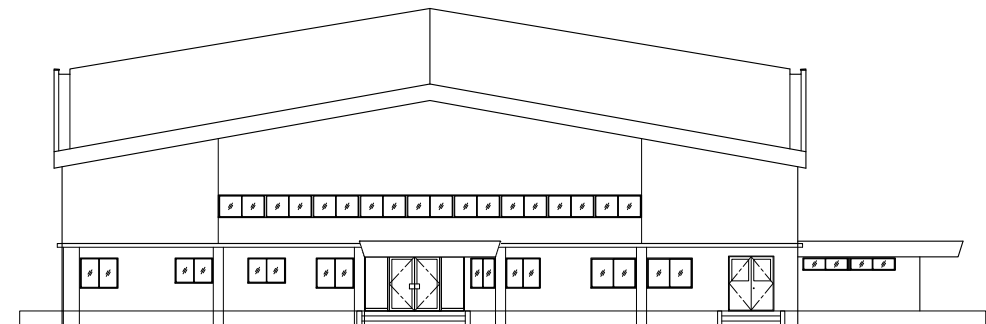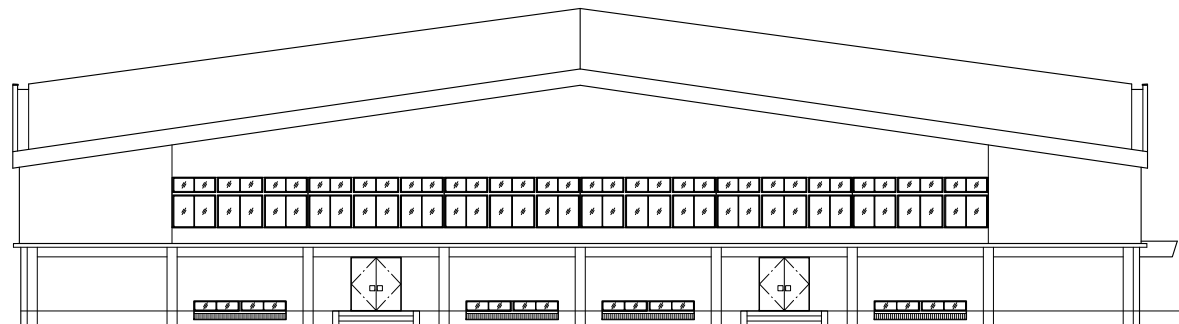


外貼: 日射調整フィルム貼 (リンテックZC05G同等品)
内貼: 日射調整フィルム貼 (リンテックZC05G-NX同等品)
※北側を除くガラス面


	南側	東側	西側
外部足場	-	-	○
内部足場	-	-	-
貼箇所	外貼、内貼	外貼	外貼
格子脱着	-	-	-
既存フィルム剥離	-	-	-

工 事 名		N o.		管理建築士	
益子町立中学校体育館空調設備設置工事		0 6 0 6 6		古 澤 康 夫	
図 名		図 章		一級建築士登録番号 2 2 3 9 2 5 号	
立面図 (益子中学校)		R07, 02, 28		従事する建築士	
株式会社 フケタ設計		幅尺 A1:1/150 A3:1/300		一級建築士登録番号	
代表取締役 三 柴 富 男 一級建築士登録番号 8 9 4 7 9 号		図面番 N o.		bA-0 5	
本 社 栃木県宇都宮市大宮 1 丁目 6 番 9 号 TEL 028 (622) 8928		承 取		従事する建築士	
		図		一級建築士登録番号	
		施		一級建築士登録番号	
		地		一級建築士登録番号	

記号, 名称	AW1 引違アルミサッシ (ラコ2 1/4 殺シ)	AW2 引違アルミサッシ	SD7 両開キスチール戸 (両開 1/4 殺シサッシ)						
形状									
数量, 単位	12	3	100						
見方, 材種	70	70	OP.						
附属金物	70 x 25 x 1.5mm, 4mm x 2mm x 1mm	70 x 25 x 1.5mm, 4mm x 2mm x 1mm	70 x 25 x 1.5mm, 4mm x 2mm x 1mm						
記号, 名称	SD8 両開キスチール戸 (両開 1/4 殺シサッシ)	AW3 引違アルミサッシ	AW4 引違アルミサッシ	AW5 引違アルミサッシ	AW6 引違アルミサッシ	AW7 引違アルミサッシ	AW8 引違アルミサッシ		
形状									
数量, 単位	100	2	2	70	70	70	70		
見方, 材種	70	70	70	70	70	70	70		
附属金物	70 x 25 x 1.5mm, 4mm x 2mm x 1mm	70 x 25 x 1.5mm, 4mm x 2mm x 1mm	70 x 25 x 1.5mm, 4mm x 2mm x 1mm	70 x 25 x 1.5mm, 4mm x 2mm x 1mm	70 x 25 x 1.5mm, 4mm x 2mm x 1mm	70 x 25 x 1.5mm, 4mm x 2mm x 1mm	70 x 25 x 1.5mm, 4mm x 2mm x 1mm		
記号, 名称	AW9 引違アルミサッシ	AW10 引違アルミサッシ	AW11 引違アルミサッシ (下部採光孔)	AG1 アルミガラス	SD1 両開キスチール戸	SD2 両開キスチール戸			
形状									
数量, 単位	2	2	8	6	3	1			
見方, 材種	70	70	70	70	86	86			
附属金物	70 x 25 x 1.5mm, 4mm x 2mm x 1mm	70 x 25 x 1.5mm, 4mm x 2mm x 1mm	70 x 25 x 1.5mm, 4mm x 2mm x 1mm	70 x 25 x 1.5mm, 4mm x 2mm x 1mm	70 x 25 x 1.5mm, 4mm x 2mm x 1mm	70 x 25 x 1.5mm, 4mm x 2mm x 1mm			
記号, 名称	SD3 両開キスチール戸 (両開 1/4 殺シ)	SD4 引違アルミサッシ	SD5 両開キスチール戸	SD6 両開キスチール戸	WW1 引違アルミサッシ	WW2 引違アルミサッシ			
形状									
数量, 単位	1	2	2	1	1	1			
見方, 材種	86	100	100	86	33	33			
附属金物	70 x 25 x 1.5mm, 4mm x 2mm x 1mm	70 x 25 x 1.5mm, 4mm x 2mm x 1mm	70 x 25 x 1.5mm, 4mm x 2mm x 1mm	70 x 25 x 1.5mm, 4mm x 2mm x 1mm	70 x 25 x 1.5mm, 4mm x 2mm x 1mm	70 x 25 x 1.5mm, 4mm x 2mm x 1mm			
記号, 名称	WW3 引違アルミサッシ	WD1 両開キスチール戸	WD2 両開キスチール戸	WD3 両開キスチール戸	WD4 両開キスチール戸	WD5 両開キスチール戸	WD6 両開キスチール戸	AG2 アルミガラス	WW4 1/4 殺シ窓
形状									
数量, 単位	1	2	2	2	2	2	7	4	1
見方, 材種	33	36	36	36	42	36	42	70	1/4 x 70
附属金物	70 x 25 x 1.5mm, 4mm x 2mm x 1mm	70 x 25 x 1.5mm, 4mm x 2mm x 1mm	70 x 25 x 1.5mm, 4mm x 2mm x 1mm	70 x 25 x 1.5mm, 4mm x 2mm x 1mm	70 x 25 x 1.5mm, 4mm x 2mm x 1mm	70 x 25 x 1.5mm, 4mm x 2mm x 1mm	70 x 25 x 1.5mm, 4mm x 2mm x 1mm	70 x 25 x 1.5mm, 4mm x 2mm x 1mm	70 x 25 x 1.5mm, 4mm x 2mm x 1mm



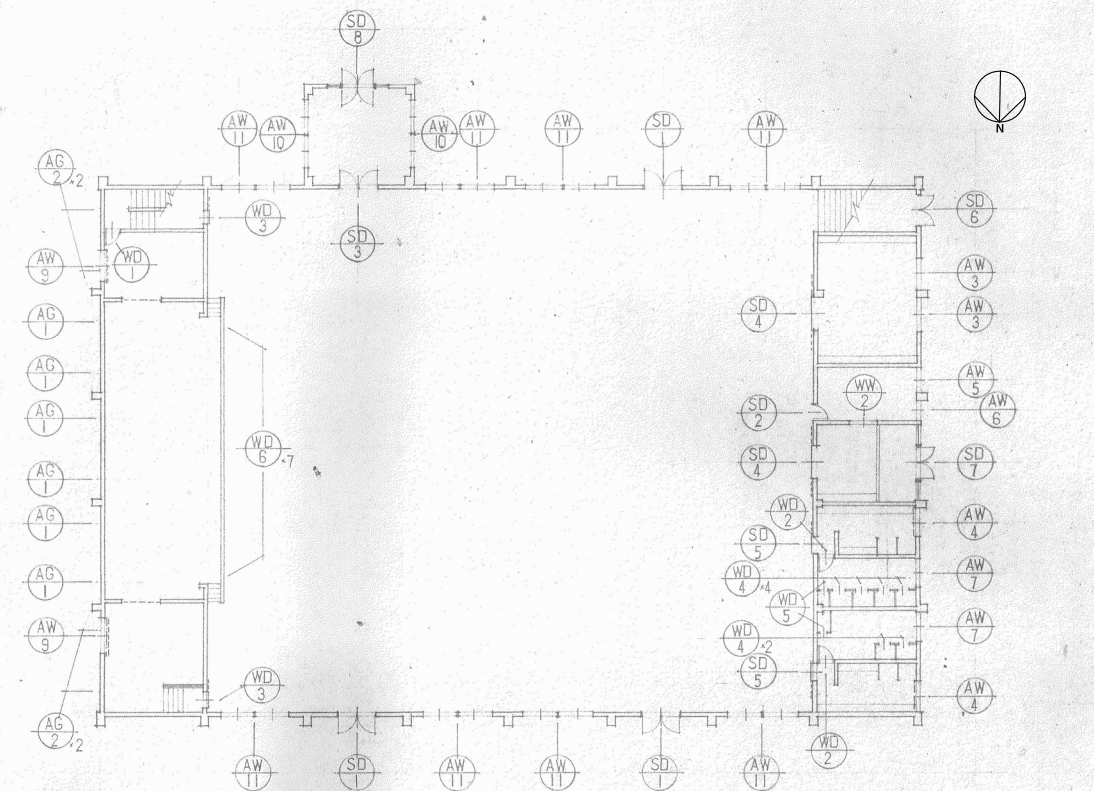


1 階 KEY-PLAN 1:200

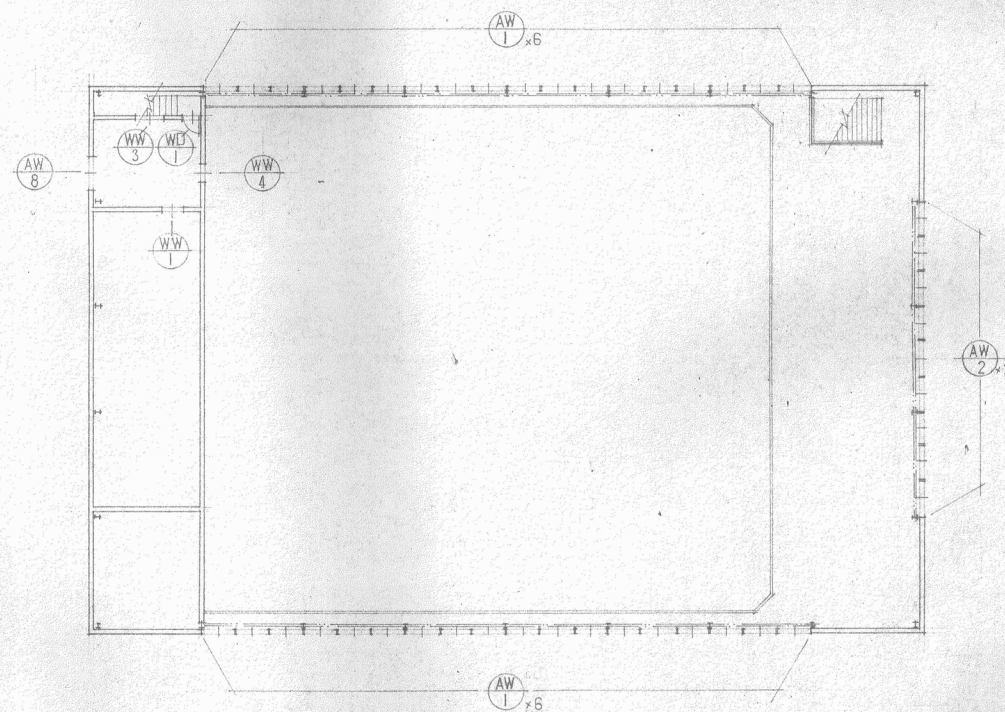

2 階 KEY-PLAN 1:200

工事名	益子町立中学校体育館空調設備設置工事	N.	06066	管理建築士	古澤 康夫
図名	建具キープラン、建具表(益子中学校)	設計	R07.02.28	一般建築士登録番号	223925号
		縮尺	A1:1/50, A3:1/100	従事する建築士	
		図面No.	bA-O7	一般建築士登録番号	
代表取締役	三栄 富男	一般建築士登録番号	89479号	従事する建築士	
本 社	栃木県宇都宮市大宮1丁目5番8号	TEL	028-(622)8928	一般建築士登録番号	
承 担		機 関			

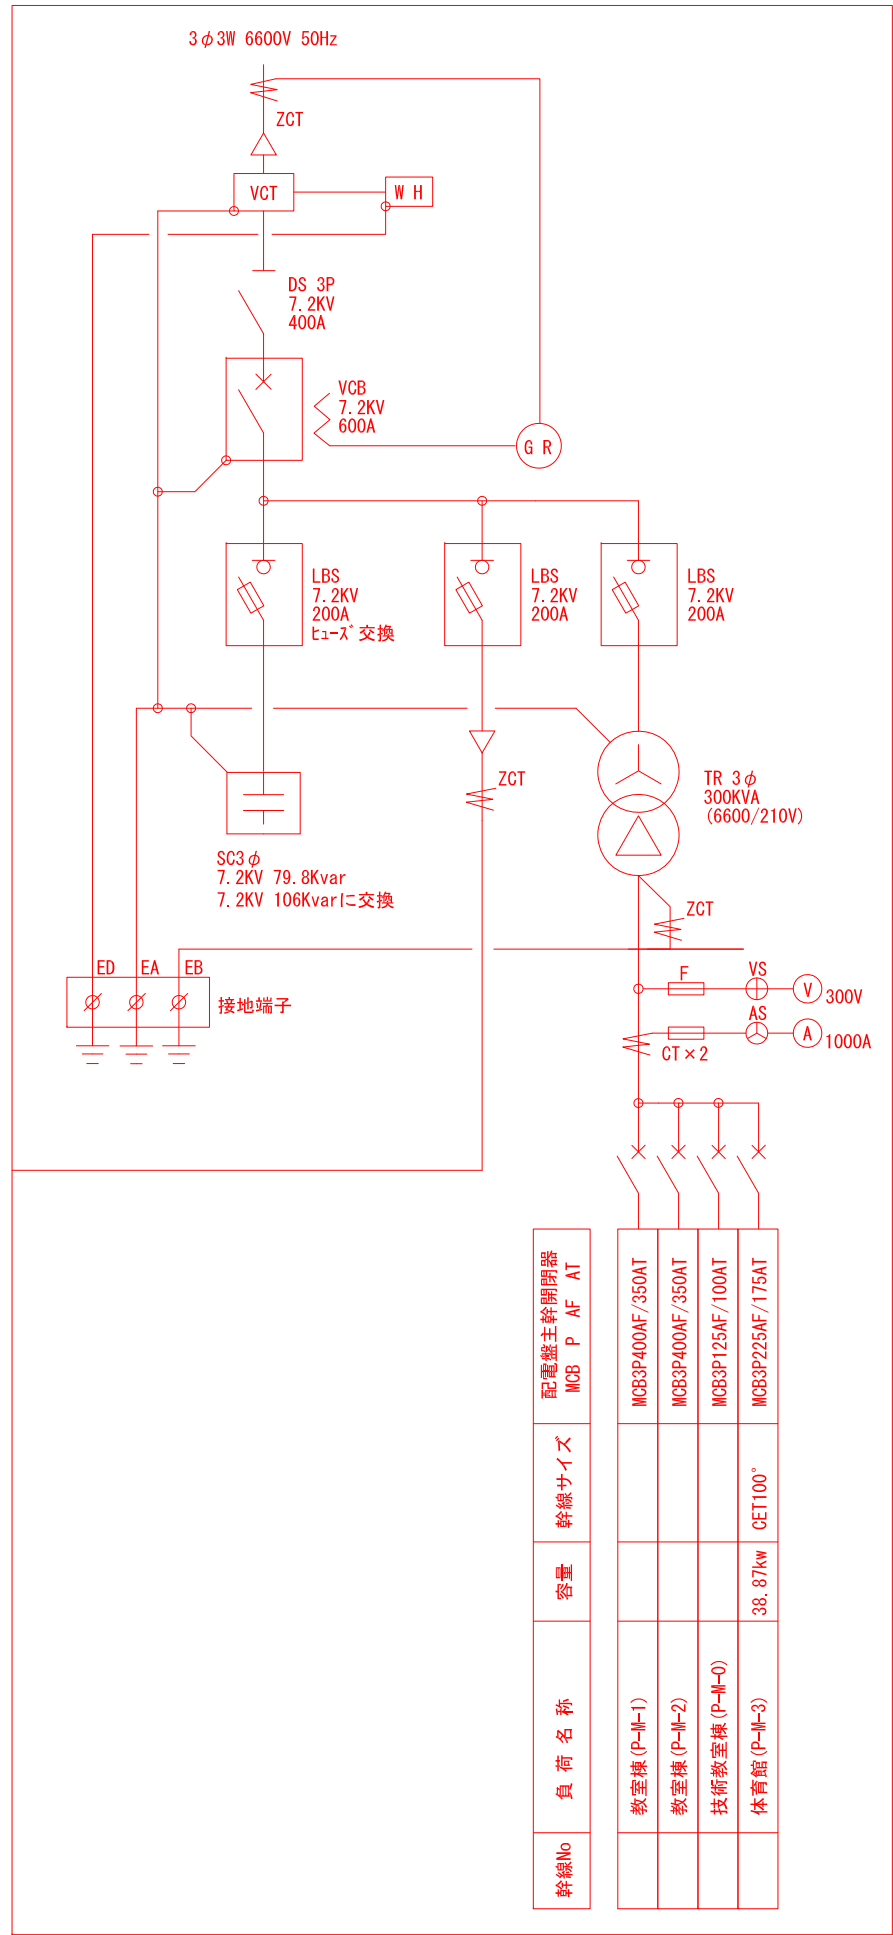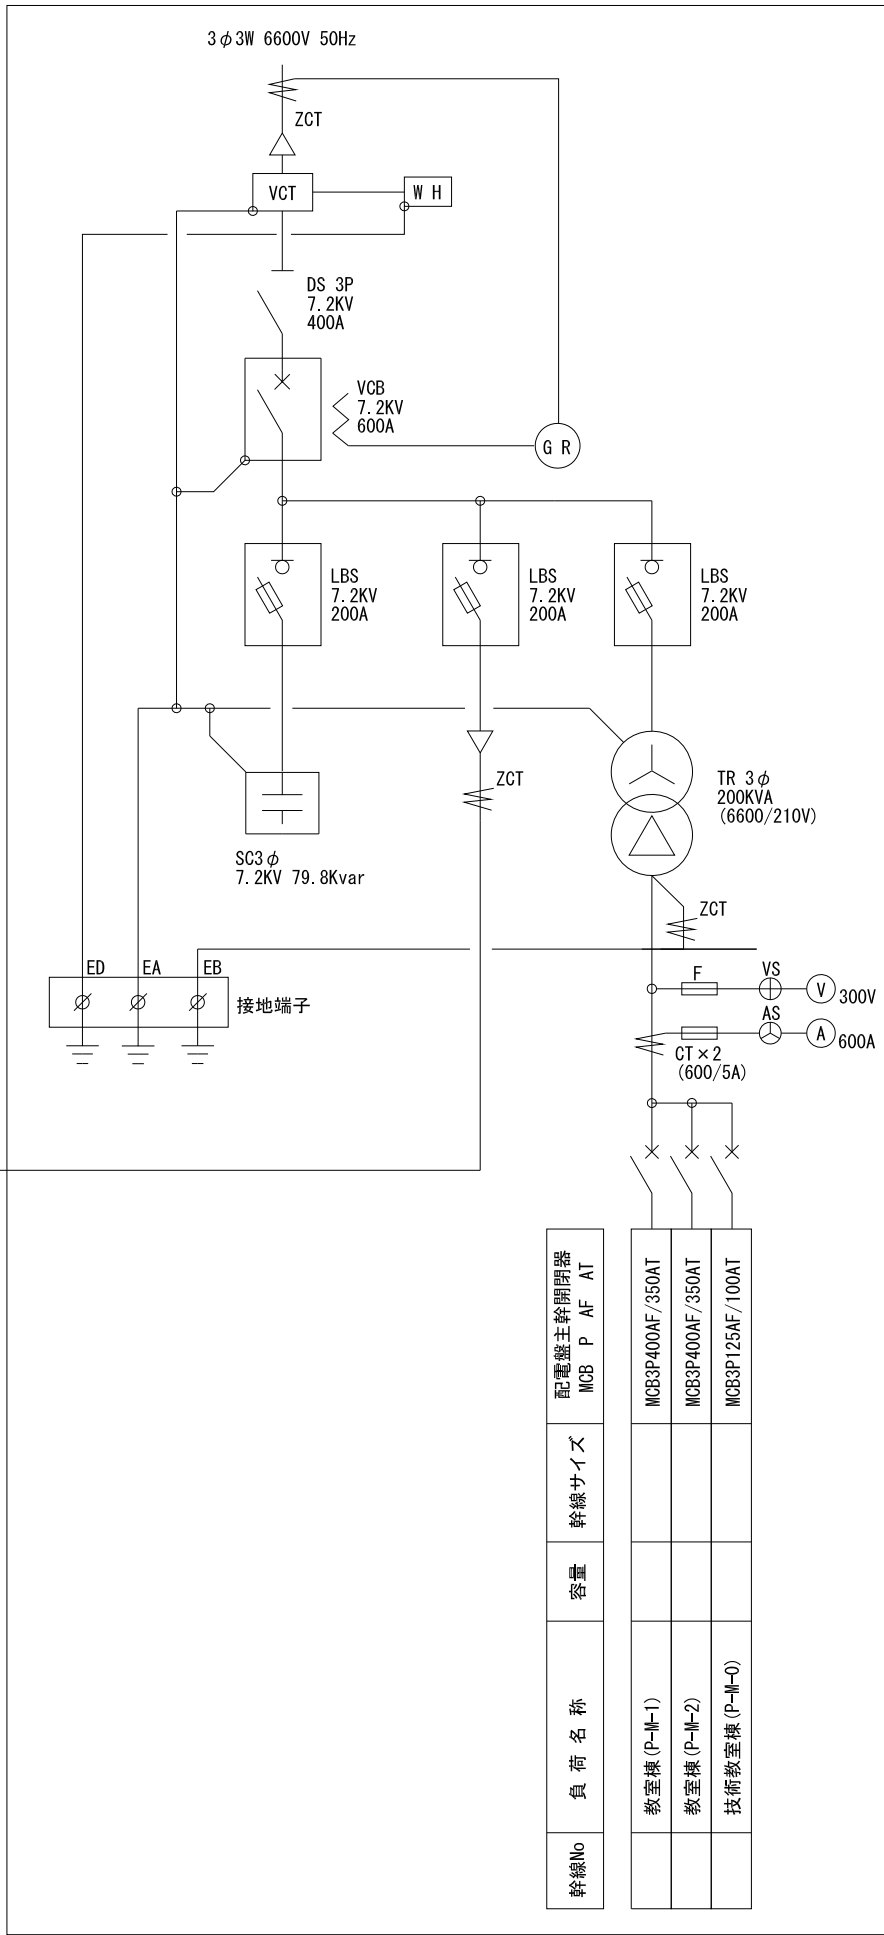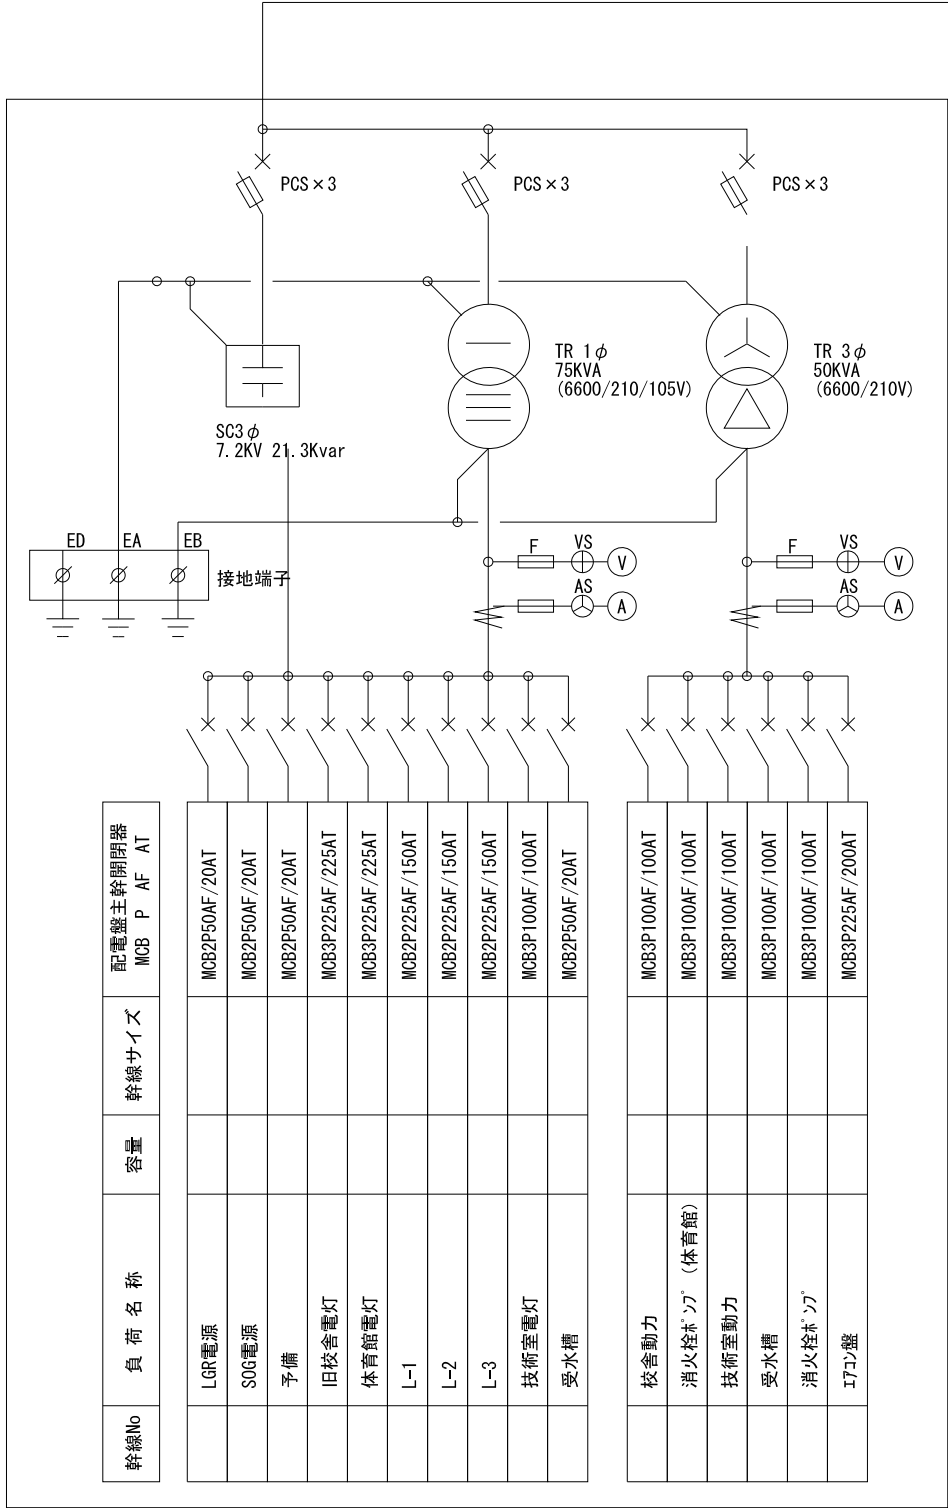

工事名	益子町立中学校体育館空調設備設置工事	N o.	0 6 0 6 6	管理建築士	古澤 康夫
図名	受変電設備結線図 (益子中学校)	設計	R07.02.28	一級建築士登録番号	2 2 3 9 2 5 号
		縮尺	A1:1/100, A3:1/200	従事する建築士	
		図面N o.	bE-01	一級建築士登録番号	号
代表取締役	三 富 男	一級建築士登録番号	8 9 4 7 9 号	従事する建築士	
本 社	栃木県宇都宮市大宮1丁目5番8号	TEL	028-(622)8928	一級建築士登録番号	号